



Anotação de Responsabilidade Técnica - ART
Lei nº 6.496, de 7 de dezembro de 1977

CREA-CE

ART OBRA / SERVIÇO
Nº CE20241529295

Conselho Regional de Engenharia e Agronomia do Ceará

INICIAL

1. Responsável Técnico

FRANCISCO GIORDANO IBIAPINA RODRIGUES DE CARVALHO

Título profissional: TECNÓLOGO EM CONSTRUÇÃO CIVIL - EDIFICAÇÕES, ENGENHEIRO CIVIL

RNP: 0607762110

Registro: 44031CE

2. Dados do Contrato

Contratante: MUNICÍPIO DE NOVO ORIENTE

RUA DEOCLECIANO ARAGÃO

Complemento:

Cidade: Novo Oriente

Bairro: CENTRO

UF: CE

CPF/CNPJ: 07.982.010/0001-19

Nº: 15

CEP: 63740000

Contrato: 05.002/2021

Celebrado em:

Valor: R\$ 1.000.000,00

Tipo de contratante: Pessoa Jurídica de Direito Público

Ação Institucional: NENHUMA - NÃO OPTANTE

3. Dados da Obra/Serviço

RUA DEOCLECIANO ARAGÃO

Complemento:

Cidade: Novo Oriente

Data de Início: 12/12/2023

Previsão de término: 31/12/2025

Coordenadas Geográficas: -5.538082, -40.773599

Finalidade: SEM DEFINIÇÃO

Proprietário: MUNICÍPIO DE NOVO ORIENTE

Código: Não Especificado

CPF/CNPJ: 07.982.010/0001-19

4. Atividade Técnica

14 - Elaboração

35 - Elaboração de orçamento > CONSTRUÇÃO CIVIL > EDIFICAÇÕES > DE EDIFICAÇÃO > #1.1.1.1 - DE ALVENARIA

Quantidade

1,00

Unidade

un

18 - Fiscalização

60 - Fiscalização de obra > CONSTRUÇÃO CIVIL > EDIFICAÇÕES > DE EDIFICAÇÃO > #1.1.1.1 - DE ALVENARIA

Quantidade

1,00

Unidade

un

Após a conclusão das atividades técnicas o profissional deve proceder a baixa desta ART

5. Observações

ELABORAÇÃO DE ORÇAMENTO E FISCALIZAÇÃO DA OBRA DE CONSTRUÇÃO DE ESCOLA DE 09(NOVE) SALAS TEMPO INTEGRAL NO BAIRRO MASSAPE NO MUNICÍPIO DE NOVO ORIENTE -CE

6. Declarações

- Declaro que estou cumprindo as regras de acessibilidade previstas nas normas técnicas da ABNT, na legislação específica e no decreto n. 5296/2004.

7. Entidade de Classe

SINDICATO DOS ENGENHEIROS NO ESTADO DO CEARÁ (SENGE-CE)

FRANCISCO GIORDANO
IBIAPINA RODRIGUES DE
CARVALHO: 95759697315

Anotação elaborada por FRANCISCO GIORDANO IBIAPINA RODRIGUES DE CARVALHO: 95759697315
RNP: 0607762110 - CPF: 07.982.010/0001-19
Assinatura: FRANCISCO GIORDANO IBIAPINA RODRIGUES DE CARVALHO
Data: 2024/12/12 09:12:00
Local: NOVO ORIENTE - CEARÁ

8. Assinaturas

Declaro serem verdadeiras as informações acima

FRANCISCO GIORDANO IBIAPINA RODRIGUES DE CARVALHO - CPF:

957.596.973-15

MUNICÍPIO DE NOVO ORIENTE - CNPJ: 07.982.010/0001-19

9. Informações

* A ART é válida somente quando quitada, mediante apresentação do comprovante do pagamento ou conferência no site do Crea.

10. Valor

Valor da ART: R\$ 262,55

Registrada em: 04/11/2024

Valor pago: R\$ 262,55

Nosso Número: 8217427162

A autenticidade desta ART pode ser verificada em: <https://crea-ce.sitac.com.br/publico/>, com a chave: aC425
Impresso em: 10/12/2024 às 17:41:30 por: , ip: 201.50.208.232

www.creace.org.br
Tel: (85) 3453-5800

faleconosco@creace.org.br
Fax: (85) 3453-5804



CREA-CE
Conselho Regional de Engenharia
e Agronomia do Ceará





Instalação de água fria – 08 pranchas

Nome do arquivo	Título	Escala	Prancha
5T-HAG-PLB-GER0-01_R00	Lançamento Hidráulico – Térreo	1:100	A0
5T-HAG-PLB-GER0-02_R00	Lançamento Hidráulico – Barrilete	1:100	A0
5T-HAG-DET-GER0-03_R00	Detalhes H1 ao H6	1:25	A0
5T-HAG-DET-GER0-04_R00	Detalhes H7 ao H27	1:25	A0
5T-HAG-DET-GER0-05_R00	Detalhes H28 ao H41, detalhes gerais	indicada	A0
5T-HAG-CRT-GER0-06_R00	Cortes C2 ao C24	1:25	A0
5T-HAG-CRT-GER0-07_R00	Cortes C25 ao C40	1:25	A0
5T-HAG-DET-GER0-08_R00	Detalhe Reservatório	indicada	A1

Instalação Sanitária – 07 pranchas


Nome do arquivo	Título	Escala	Prancha
5T-HEG-PLB-GER0-01_R00	Lançamento Pluvial e Esgoto - Fundação	1:100	A0
5T-HEG-PLB-GER0-02_R00	Lançamento Pluvial e Esgoto - Térreo	1:100	A0
5T-HEG-DET-GER0-03_R00	Detalhes S1 ao S20	1:25	A0
5T-HEG-DET-GER0-04_R00	Detalhes S21 ao S36	1:25	A0
5T-HEG-DET-GER0-05_R00	Detalhes Construtivos	indicada	1050X594
5T-HEG-PLB-GER0-06_R00	Lançamento Pluvial e Esgoto - Barrilete	1:100	A0
5T-HEG-PLB-GER0-07_R00	Lançamento Pluvial e Esgoto - Cobertura	1:100	A0

Sistema De Proteção Contra Incêndio – 05 pranchas

Nome do arquivo	Título	Escala	Prancha
5T-HIN-PLD-GER0-01_R00	Sinalização de Emergência	indicada	A0
5T-HIN-PLD-GER0-02_R00	Iluminação de Emergência; Extintor	indicada	A0
5T-HIN-PLD-GER0-03_R00	Alarme Manual	indicada	A0
5T-HIN-PLD-GER0-04_R00	Hidrantes	indicada	A0
5T-HIN-CRD-GER0-05_R00	Detalhes Hidrantes, detalhe reservatório	indicada	A0


Instalação de Gás Combustível – 01 prancha

Nome do arquivo	Título	Escala	Prancha
5T-HGC-PDL-GER0-01_R00	Central de Gás, detalhamento	indicada	A1

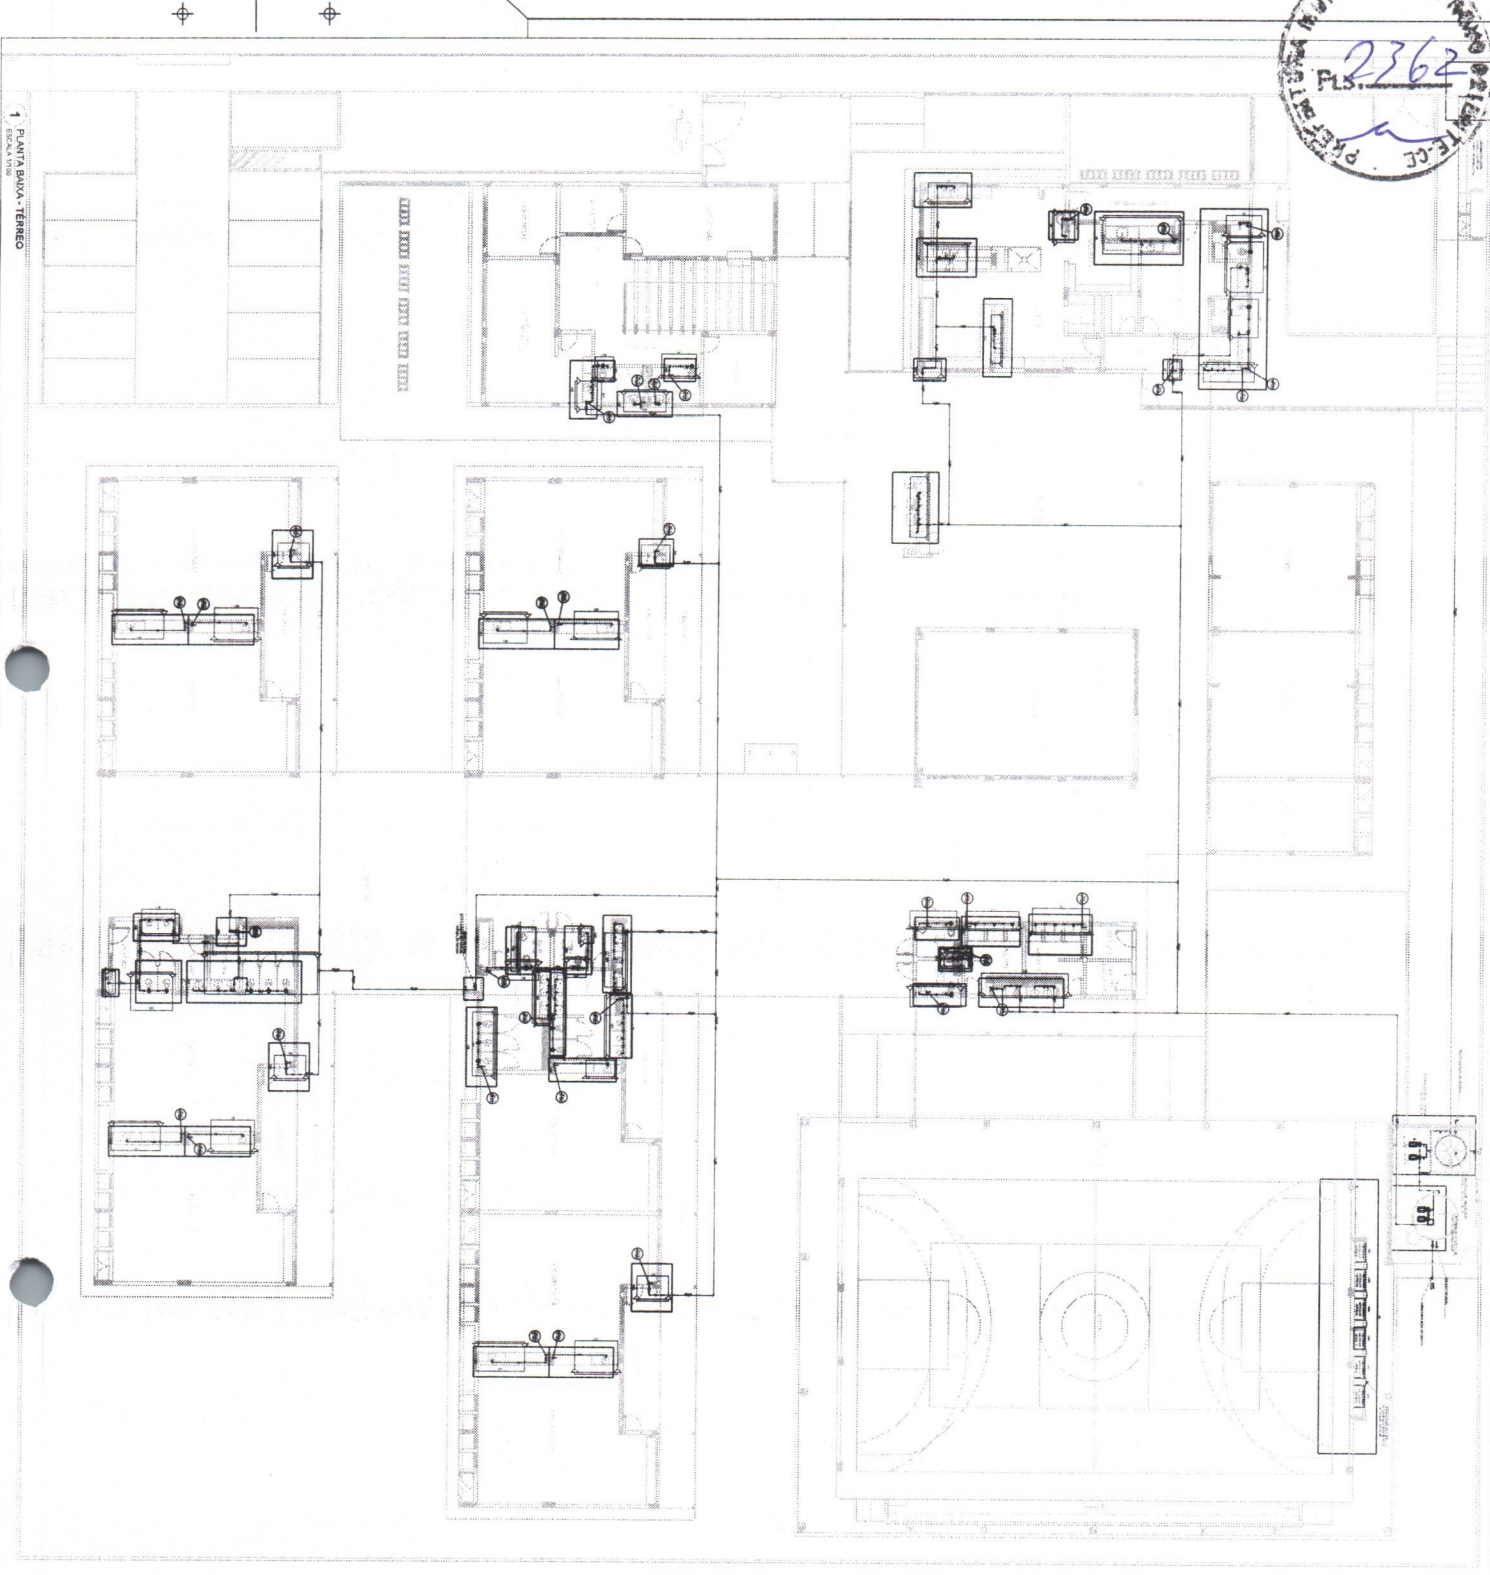




1	2	3	1000
1	2	3	398																																																																																																																																																																																																																																																																																																																																																																																																																																																																																																																																																																																																																										

[illegible][illegible]

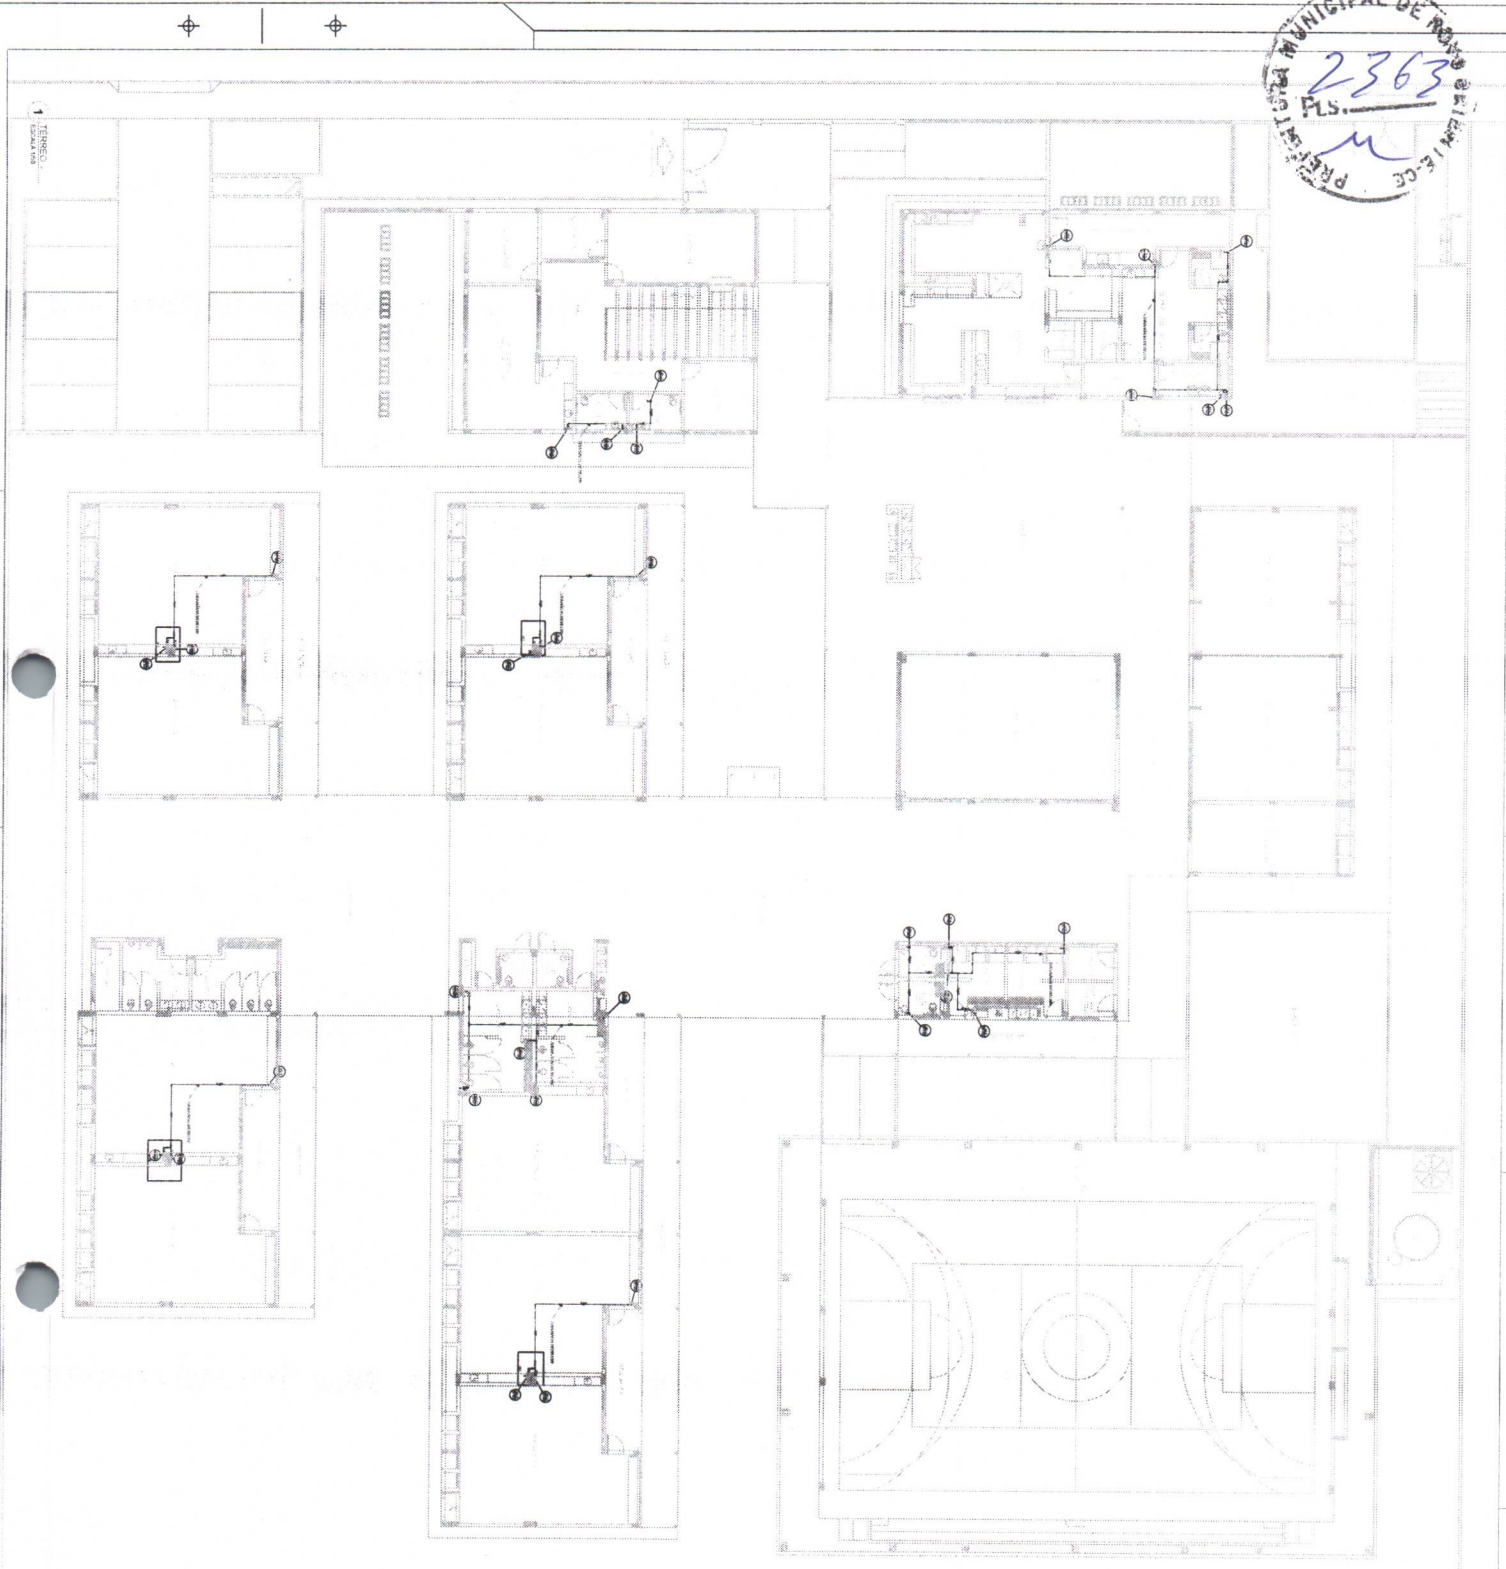

1993, 1994, 1995, 2674, 26


[illegible]

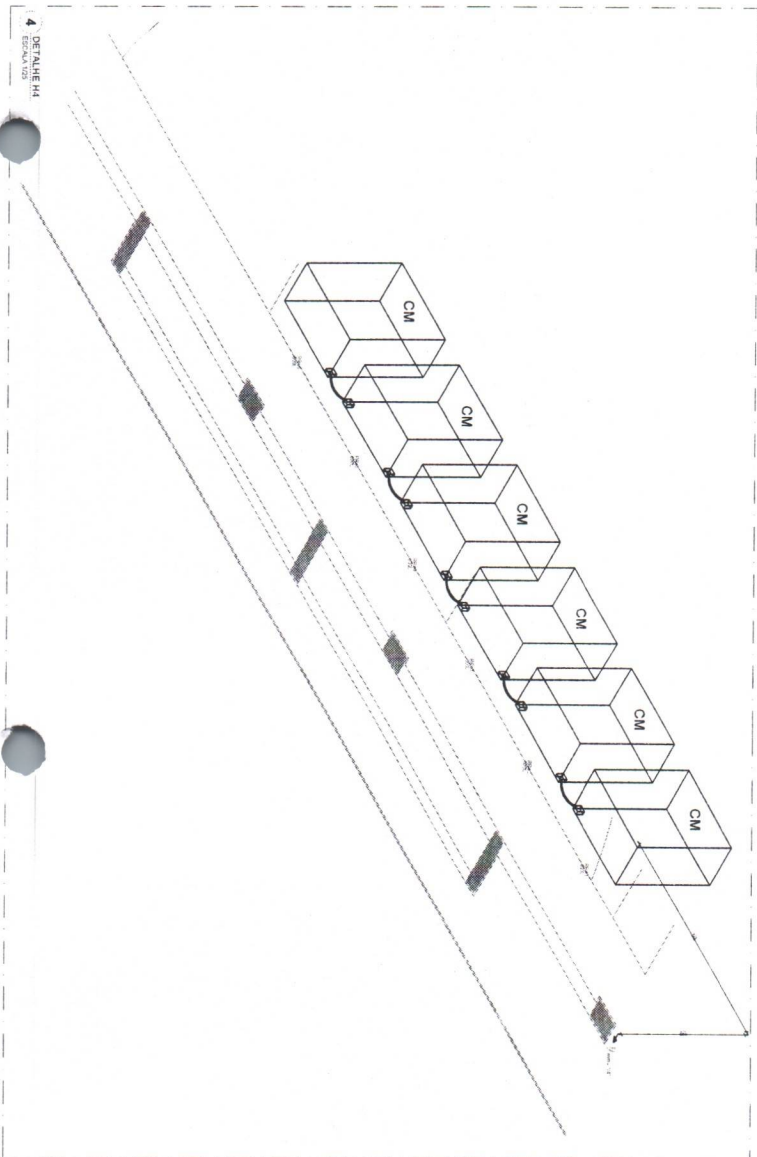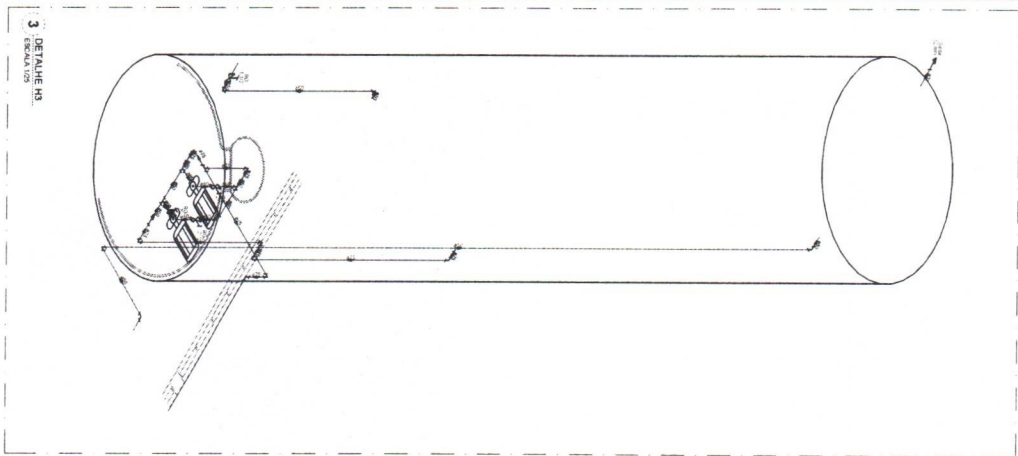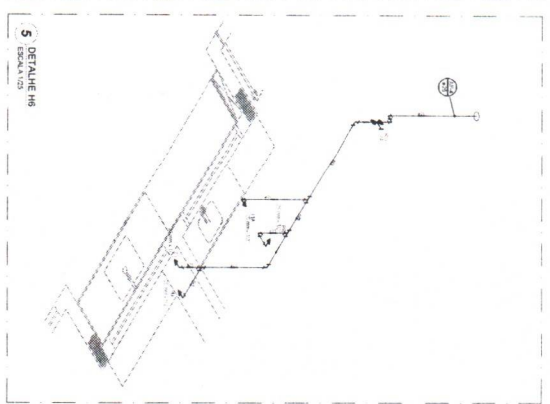

1. *Agave americana*
 2. *Agave americana*
 3. *Agave americana*
 100. *Agave americana*

1992, 1993, 1994, 2673, 26

[illegible]

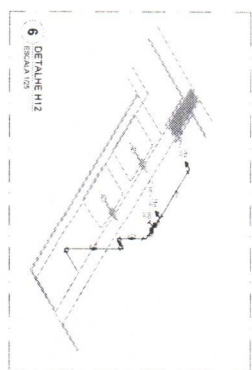

1 DETALHE H7
ESCALA 1/25

2 DETALHE H8
ESCALA 1/25

3 DETALHE M9
ESCALA 1/25


4 DETALHE H10
ESCALA 1/25

5 DETALHE H11
ESCALA 1/25

6 DETALHE H12
ESCALA 1/25

Q	Q1	Q2	Q3	Q100
1	2	3	100	


☐ Yes ☐ No ☐ Don't know
--

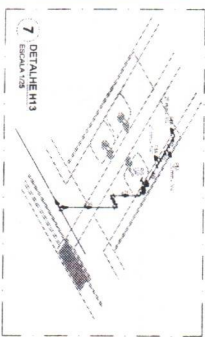


7 DETALHE H13
ESCALA 1/25




14 DETALHE M20
ESCALA 1/25

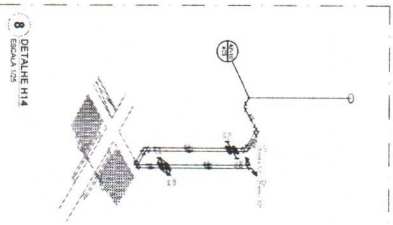


8 DETALHE H14
ESCALA 1/25

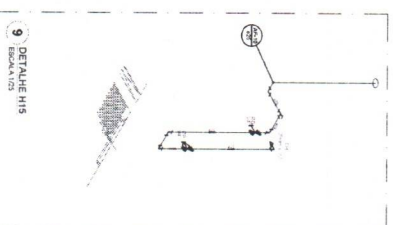


9 DETALHE HIS
ESCALA 1/25

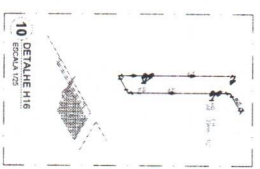


10 DETALHE H16
ESCALA 1/25

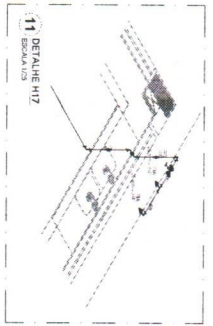


11 DETALHE H17
ESCALA 1/25

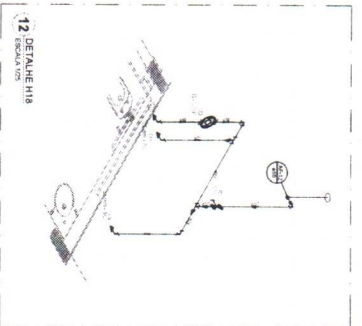


12 DETALHE H18
ESCALA 1/25

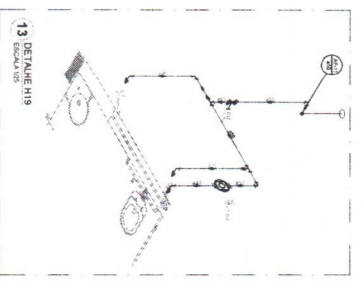


13 DETALHE H19
ESCALA 1/25

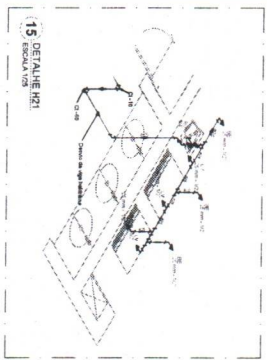


15 DETALHE H21
ESCALA 1/25

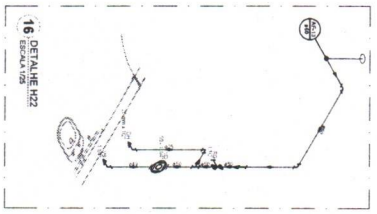


16 DETALHE H22
ESCALA 1/25

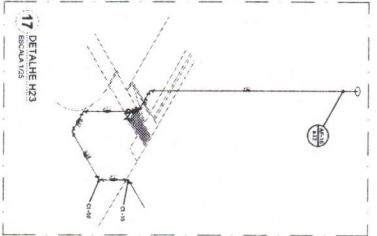


17 DETALHE H23
ESCALA 1/25

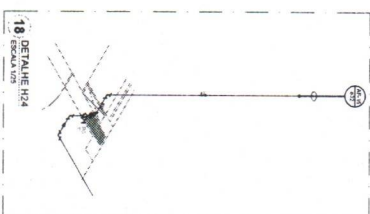


18 DETALHE H24
ESCALA 1/25

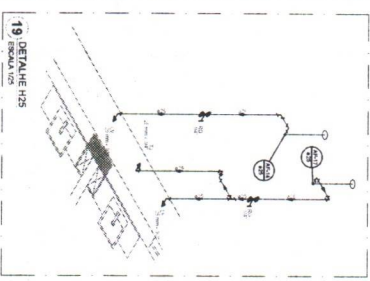

19 DETALHE H25
ESCALA 1/25




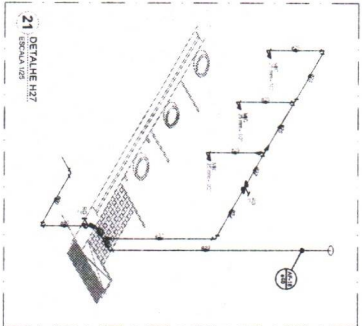


21 DETALHE H27
ESCALA 1/25

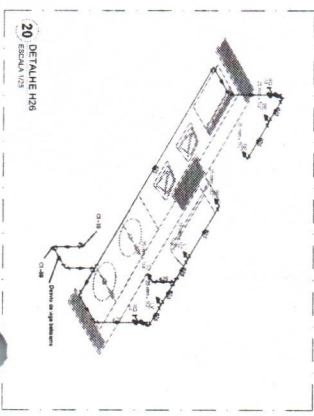



20 DETALHE H26
ESCALA 1/25

1. The authors are grateful to the National Science Foundation (NSF) for support of this work under Grant Number DMR-90-10079.
2. The authors are grateful to the National Science Foundation (NSF) for support of this work under Grant Number DMR-90-10079.
3. The authors are grateful to the National Science Foundation (NSF) for support of this work under Grant Number DMR-90-10079.
4. The authors are grateful to the National Science Foundation (NSF) for support of this work under Grant Number DMR-90-10079.
5. The authors are grateful to the National Science Foundation (NSF) for support of this work under Grant Number DMR-90-10079.
6. The authors are grateful to the National Science Foundation (NSF) for support of this work under Grant Number DMR-90-10079.
7. The authors are grateful to the National Science Foundation (NSF) for support of this work under Grant Number DMR-90-10079.
8. The authors are grateful to the National Science Foundation (NSF) for support of this work under Grant Number DMR-90-10079.
9. The authors are grateful to the National Science Foundation (NSF) for support of this work under Grant Number DMR-90-10079.
10. The authors are grateful to the National Science Foundation (NSF) for support of this work under Grant Number DMR-90-10079.

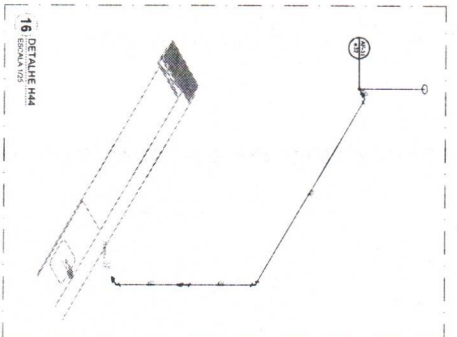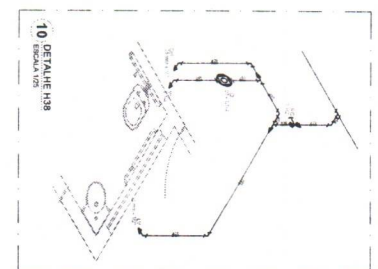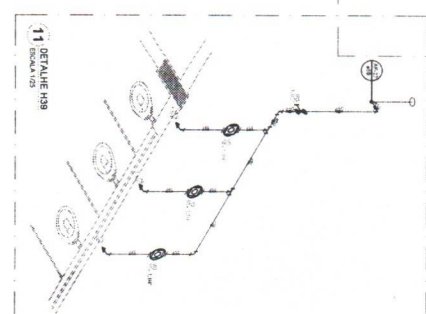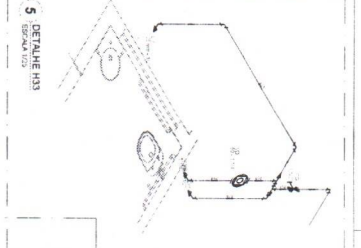




 FNOE Fundação Nacional de Oculoplastia		MINISTÉRIO DA Educação	
3. TÍTULO PROJETO PADRÃO - FNOE		4. OBJETIVO	
5. FUNDAMENTAÇÃO TEÓRICA		6. FUNDAMENTAÇÃO METODOLÓGICA	
7. FUNDAMENTAÇÃO METODOLÓGICA		8. FUNDAMENTAÇÃO METODOLÓGICA	
9. FUNDAMENTAÇÃO METODOLÓGICA		10. FUNDAMENTAÇÃO METODOLÓGICA	
11. FUNDAMENTAÇÃO METODOLÓGICA		12. FUNDAMENTAÇÃO METODOLÓGICA	
13. FUNDAMENTAÇÃO METODOLÓGICA		14. FUNDAMENTAÇÃO METODOLÓGICA	
15. FUNDAMENTAÇÃO METODOLÓGICA		16. FUNDAMENTAÇÃO METODOLÓGICA	
17. FUNDAMENTAÇÃO METODOLÓGICA		18. FUNDAMENTAÇÃO METODOLÓGICA	
19. FUNDAMENTAÇÃO METODOLÓGICA		20. FUNDAMENTAÇÃO METODOLÓGICA	
21. FUNDAMENTAÇÃO METODOLÓGICA		22. FUNDAMENTAÇÃO METODOLÓGICA	
23. FUNDAMENTAÇÃO METODOLÓGICA		24. FUNDAMENTAÇÃO METODOLÓGICA	
25. FUNDAMENTAÇÃO METODOLÓGICA		26. FUNDAMENTAÇÃO METODOLÓGICA	
27. FUNDAMENTAÇÃO METODOLÓGICA		28. FUNDAMENTAÇÃO METODOLÓGICA	
29. FUNDAMENTAÇÃO METODOLÓGICA		30. FUNDAMENTAÇÃO METODOLÓGICA	
31. FUNDAMENTAÇÃO METODOLÓGICA		32. FUNDAMENTAÇÃO METODOLÓGICA	
33. FUNDAMENTAÇÃO METODOLÓGICA		34. FUNDAMENTAÇÃO METODOLÓGICA	
35. FUNDAMENTAÇÃO METODOLÓGICA		36. FUNDAMENTAÇÃO METODOLÓGICA	
37. FUNDAMENTAÇÃO METODOLÓGICA		38. FUNDAMENTAÇÃO METODOLÓGICA	
39. FUNDAMENTAÇÃO METODOLÓGICA		40. FUNDAMENTAÇÃO METODOLÓGICA	
41. FUNDAMENTAÇÃO METODOLÓGICA		42. FUNDAMENTAÇÃO METODOLÓGICA	
43. FUNDAMENTAÇÃO METODOLÓGICA		44. FUNDAMENTAÇÃO METODOLÓGICA	
45. FUNDAMENTAÇÃO METODOLÓGICA		46. FUNDAMENTAÇÃO METODOLÓGICA	
47. FUNDAMENTAÇÃO METODOLÓGICA		48. FUNDAMENTAÇÃO METODOLÓGICA	
49. FUNDAMENTAÇÃO METODOLÓGICA		50. FUNDAMENTAÇÃO METODOLÓGICA	
51. FUNDAMENTAÇÃO METODOLÓGICA		52. FUNDAMENTAÇÃO METODOLÓGICA	
53. FUNDAMENTAÇÃO METODOLÓGICA		54. FUNDAMENTAÇÃO METODOLÓGICA	
55. FUNDAMENTAÇÃO METODOLÓGICA		56. FUNDAMENTAÇÃO METODOLÓGICA	
57. FUNDAMENTAÇÃO METODOLÓGICA		58. FUNDAMENTAÇÃO METODOLÓGICA	
59. FUNDAMENTAÇÃO METODOLÓGICA		60. FUNDAMENTAÇÃO METODOLÓGICA	
61. FUNDAMENTAÇÃO METODOLÓGICA		62. FUNDAMENTAÇÃO METODOLÓGICA	
63. FUNDAMENTAÇÃO METODOLÓGICA		64. FUNDAMENTAÇÃO METODOLÓGICA	
65. FUNDAMENTAÇÃO METODOLÓGICA		66. FUNDAMENTAÇÃO METODOLÓGICA	
67. FUNDAMENTAÇÃO METODOLÓGICA		68. FUNDAMENTAÇÃO METODOLÓGICA	
69. FUNDAMENTAÇÃO METODOLÓGICA		70. FUNDAMENTAÇÃO METODOLÓGICA	
71. FUNDAMENTAÇÃO METODOLÓGICA		72. FUNDAMENTAÇÃO METODOLÓGICA	
73. FUNDAMENTAÇÃO METODOLÓGICA		74. FUNDAMENTAÇÃO METODOLÓGICA	
75. FUNDAMENTAÇÃO METODOLÓGICA		76. FUNDAMENTAÇÃO METODOLÓGICA	
77. FUNDAMENTAÇÃO METODOLÓGICA		78. FUNDAMENTAÇÃO METODOLÓGICA	
79. FUNDAMENTAÇÃO METODOLÓGICA		80. FUNDAMENTAÇÃO METODOLÓGICA	
81. FUNDAMENTAÇÃO METODOLÓGICA		82. FUNDAMENTAÇÃO METODOLÓGICA	
83. FUNDAMENTAÇÃO METODOLÓGICA		84. FUNDAMENTAÇÃO METODOLÓGICA	
85. FUNDAMENTAÇÃO METODOLÓGICA		86. FUNDAMENTAÇÃO METODOLÓGICA	
87. FUNDAMENTAÇÃO METODOLÓGICA		88. FUNDAMENTAÇÃO METODOLÓGICA	
89. FUNDAMENTAÇÃO METODOLÓGICA		90. FUNDAMENTAÇÃO METODOLÓGICA	
91. FUNDAMENTAÇÃO METODOLÓGICA		92. FUNDAMENTAÇÃO METODOLÓGICA	
93. FUNDAMENTAÇÃO METODOLÓGICA		94. FUNDAMENTAÇÃO METODOLÓGICA	
95. FUNDAMENTAÇÃO METODOLÓGICA		96. FUNDAMENTAÇÃO METODOLÓGICA	
97. FUNDAMENTAÇÃO METODOLÓGICA		98. FUNDAMENTAÇÃO METODOLÓGICA	
99. FUNDAMENTAÇÃO METODOLÓGICA		100. FUNDAMENTAÇÃO METODOLÓGICA	



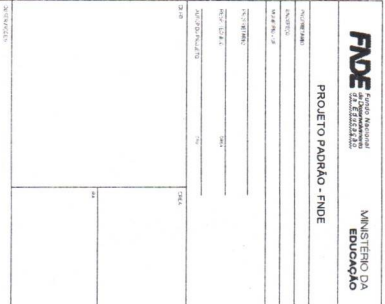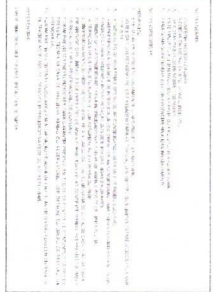

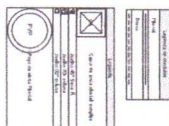

[illegible][illegible]

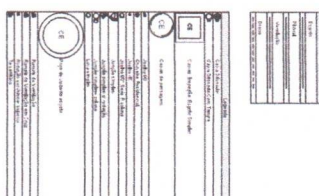 [illegible][illegible]



1. O presente projeto foi elaborado de acordo com as normas técnicas vigentes e as especificações do cliente.

2. O projeto foi elaborado com base nas informações fornecidas pelo cliente e não se responsabiliza por eventuais erros ou omissões.

3. O projeto foi elaborado com base nas informações fornecidas pelo cliente e não se responsabiliza por eventuais erros ou omissões.

4. O projeto foi elaborado com base nas informações fornecidas pelo cliente e não se responsabiliza por eventuais erros ou omissões.

5. O projeto foi elaborado com base nas informações fornecidas pelo cliente e não se responsabiliza por eventuais erros ou omissões.

6. O projeto foi elaborado com base nas informações fornecidas pelo cliente e não se responsabiliza por eventuais erros ou omissões.

7. O projeto foi elaborado com base nas informações fornecidas pelo cliente e não se responsabiliza por eventuais erros ou omissões.

8. O projeto foi elaborado com base nas informações fornecidas pelo cliente e não se responsabiliza por eventuais erros ou omissões.

9. O projeto foi elaborado com base nas informações fornecidas pelo cliente e não se responsabiliza por eventuais erros ou omissões.

10. O projeto foi elaborado com base nas informações fornecidas pelo cliente e não se responsabiliza por eventuais erros ou omissões.

11. O projeto foi elaborado com base nas informações fornecidas pelo cliente e não se responsabiliza por eventuais erros ou omissões.

12. O projeto foi elaborado com base nas informações fornecidas pelo cliente e não se responsabiliza por eventuais erros ou omissões.

13. O projeto foi elaborado com base nas informações fornecidas pelo cliente e não se responsabiliza por eventuais erros ou omissões.

14. O projeto foi elaborado com base nas informações fornecidas pelo cliente e não se responsabiliza por eventuais erros ou omissões.

15. O projeto foi elaborado com base nas informações fornecidas pelo cliente e não se responsabiliza por eventuais erros ou omissões.


16. O projeto foi elaborado com base nas informações fornecidas pelo cliente e não se responsabiliza por eventuais erros ou omissões.

17. O projeto foi elaborado com base nas informações fornecidas pelo cliente e não se responsabiliza por eventuais erros ou omissões.


18. O projeto foi elaborado com base nas informações fornecidas pelo cliente e não se responsabiliza por eventuais erros ou omissões.

19. O projeto foi elaborado com base nas informações fornecidas pelo cliente e não se responsabiliza por eventuais erros ou omissões.


20. O projeto foi elaborado com base nas informações fornecidas pelo cliente e não se responsabiliza por eventuais erros ou omissões.

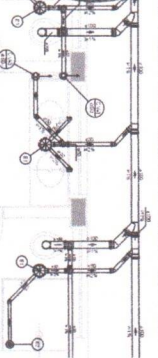


1. DETALHE S1
ESCALA 1:25

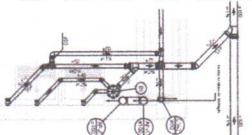


2. DETALHE S2
ESCALA 1:25

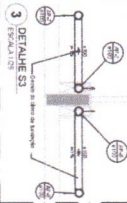

 3. DETALHE S3
ESCALA 1:25




4. DETALHE S4
ESCALA 1:25

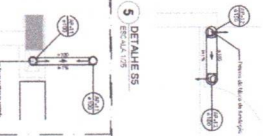


5. DETALHE S5
ESCALA 1:25

6. DETALHE S6
ESCALA 1:25


6. DETALHE S6
ESCALA 1:25

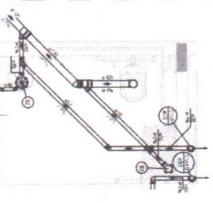


12. DETALHE S12
ESCALA 1:25

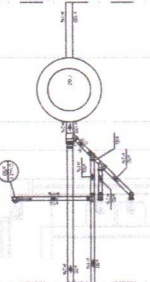


18. DETALHE S18
ESCALA 1:25

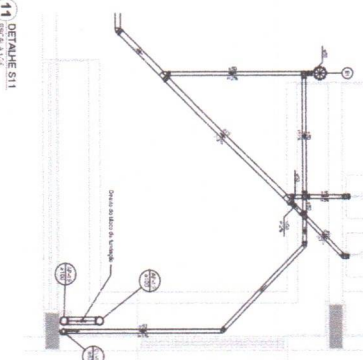


11. DETALHE S11
ESCALA 1:25

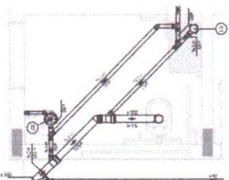

 
13. DETALHE S13
ESCALA 1:25




14. DETALHE S14
ESCALA 1:25

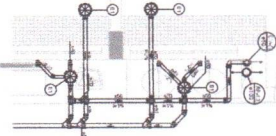


9. DETALHE S9
ESCALA 1:25

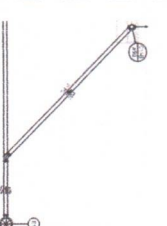

10. DETALHE S10
ESCALA 1:25

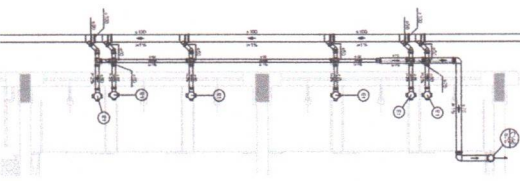


7. DETALHE S7
ESCALA 1:25

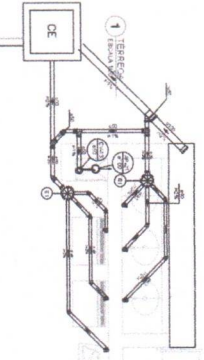


16. DETALHE S16
ESCALA 1:25




17. DETALHE S17
ESCALA 1:25

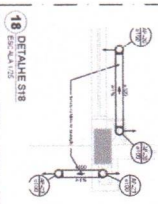

 18. DETALHE S18
ESCALA 1:25



19. DETALHE S19
ESCALA 1:25

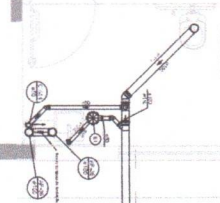

20. DETALHE S20
ESCALA 1:25

FIDE Fundação de Investimentos em Desenvolvimento Educacional

PROJETO PADRÃO - FIDE

MINISTÉRIO DA EDUCAÇÃO

PROJETO PADRÃO - FIDE

PROJETO PADRÃO - FIDE


PROJETO PADRÃO - FIDE

PROJETO PADRÃO - FIDE


PROJETO PADRÃO - FIDE

PROJETO PADRÃO - FIDE

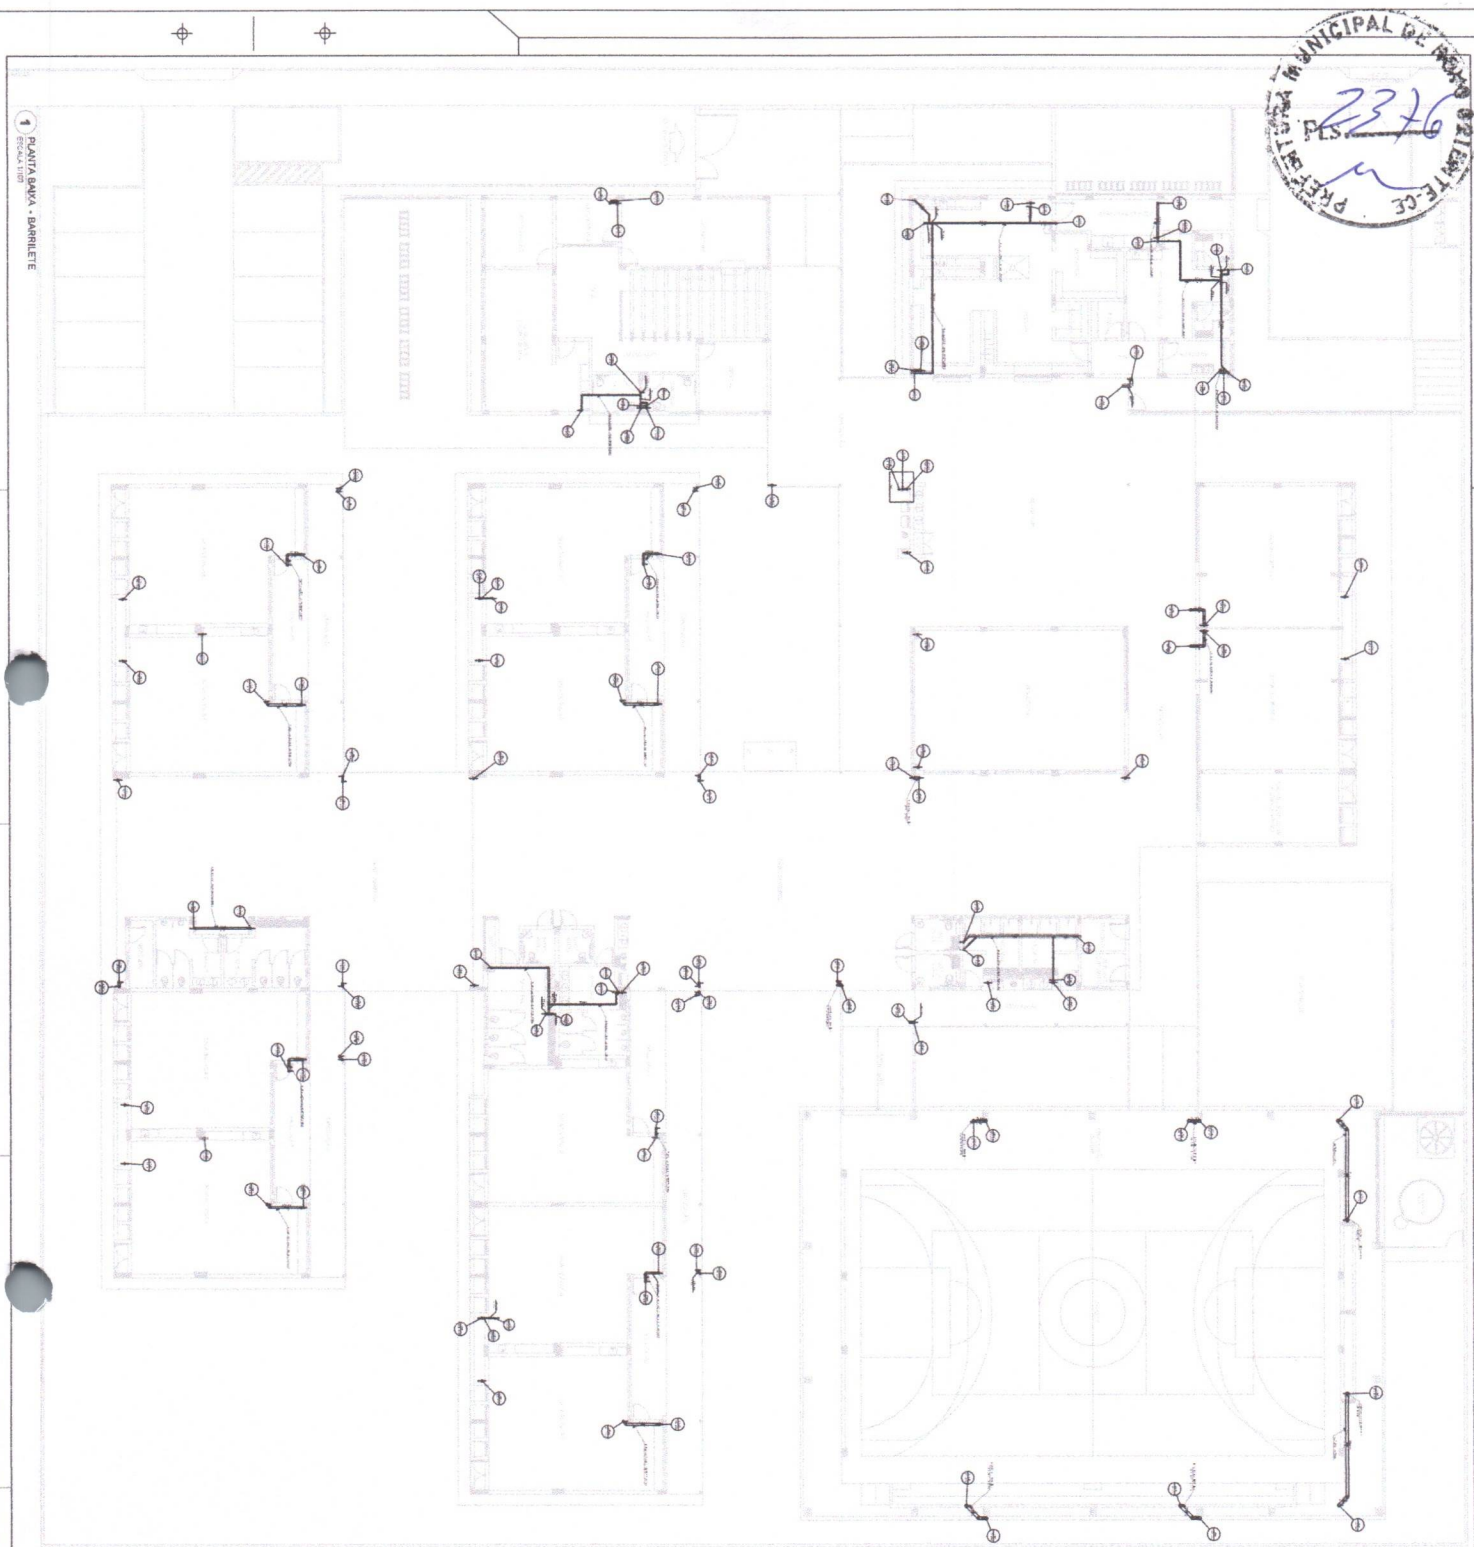


[illegible][illegible]

 [illegible][illegible]






TRIEVALVULA COM PROTEÇÃO EMPIA
AUTOPROTEÇÃO C/AMARRA E PNEUMATO
EM BOM DE CONCRETO


CENTRAL DE GAS 04 P45

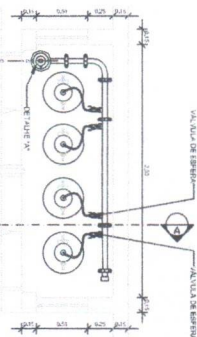


VISTA FRONTAL

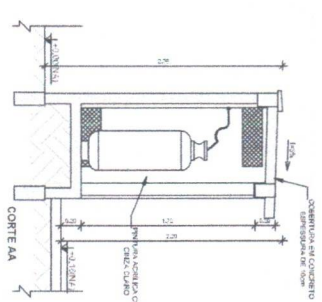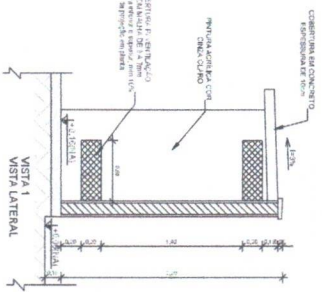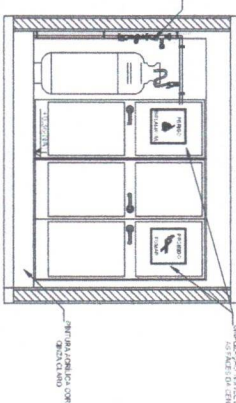

2 DETALHE CENTRAL DE GAS

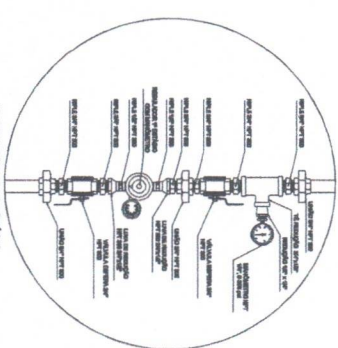


3 DETALHE A

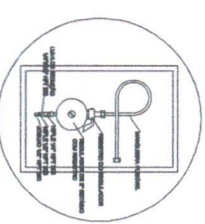


4 DETALHE B

1 PLANTA BAIXA





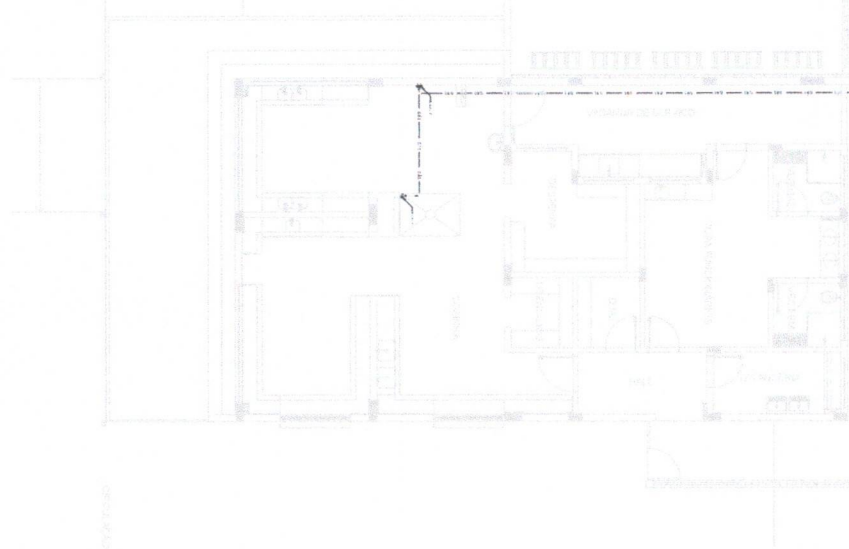


1. A central de gás deve ser instalada no ambiente e o sistema de distribuição de gás deve ser instalado de acordo com as normas técnicas vigentes, observando-se as seguintes condições:
- 1.1. A central de gás deve ser instalada em ambiente ventilado, com ventilação natural ou mecânica, de acordo com as normas técnicas vigentes.
 - 1.2. A central de gás deve ser instalada em ambiente protegido contra incêndio, com proteção adequada contra a propagação do fogo.
 - 1.3. A central de gás deve ser instalada em ambiente protegido contra a explosão, com proteção adequada contra a propagação da explosão.
 - 1.4. A central de gás deve ser instalada em ambiente protegido contra a corrosão, com proteção adequada contra a corrosão.
 - 1.5. A central de gás deve ser instalada em ambiente protegido contra a vibração, com proteção adequada contra a vibração.
 - 1.6. A central de gás deve ser instalada em ambiente protegido contra o ruído, com proteção adequada contra o ruído.
 - 1.7. A central de gás deve ser instalada em ambiente protegido contra a poluição, com proteção adequada contra a poluição.
 - 1.8. A central de gás deve ser instalada em ambiente protegido contra a contaminação, com proteção adequada contra a contaminação.
 - 1.9. A central de gás deve ser instalada em ambiente protegido contra a radiação, com proteção adequada contra a radiação.
 - 1.10. A central de gás deve ser instalada em ambiente protegido contra a interferência eletromagnética, com proteção adequada contra a interferência eletromagnética.
2. O sistema de distribuição de gás deve ser instalado de acordo com as normas técnicas vigentes, observando-se as seguintes condições:
- 2.1. O sistema de distribuição de gás deve ser instalado em ambiente ventilado, com ventilação natural ou mecânica, de acordo com as normas técnicas vigentes.
 - 2.2. O sistema de distribuição de gás deve ser instalado em ambiente protegido contra incêndio, com proteção adequada contra a propagação do fogo.
 - 2.3. O sistema de distribuição de gás deve ser instalado em ambiente protegido contra a explosão, com proteção adequada contra a propagação da explosão.
 - 2.4. O sistema de distribuição de gás deve ser instalado em ambiente protegido contra a corrosão, com proteção adequada contra a corrosão.
 - 2.5. O sistema de distribuição de gás deve ser instalado em ambiente protegido contra a vibração, com proteção adequada contra a vibração.
 - 2.6. O sistema de distribuição de gás deve ser instalado em ambiente protegido contra o ruído, com proteção adequada contra o ruído.
 - 2.7. O sistema de distribuição de gás deve ser instalado em ambiente protegido contra a poluição, com proteção adequada contra a poluição.
 - 2.8. O sistema de distribuição de gás deve ser instalado em ambiente protegido contra a contaminação, com proteção adequada contra a contaminação.
 - 2.9. O sistema de distribuição de gás deve ser instalado em ambiente protegido contra a radiação, com proteção adequada contra a radiação.
 - 2.10. O sistema de distribuição de gás deve ser instalado em ambiente protegido contra a interferência eletromagnética, com proteção adequada contra a interferência eletromagnética.
3. A instalação do sistema de distribuição de gás deve ser realizada de acordo com as normas técnicas vigentes, observando-se as seguintes condições:
- 3.1. A instalação do sistema de distribuição de gás deve ser realizada em ambiente ventilado, com ventilação natural ou mecânica, de acordo com as normas técnicas vigentes.
 - 3.2. A instalação do sistema de distribuição de gás deve ser realizada em ambiente protegido contra incêndio, com proteção adequada contra a propagação do fogo.
 - 3.3. A instalação do sistema de distribuição de gás deve ser realizada em ambiente protegido contra a explosão, com proteção adequada contra a propagação da explosão.
 - 3.4. A instalação do sistema de distribuição de gás deve ser realizada em ambiente protegido contra a corrosão, com proteção adequada contra a corrosão.
 - 3.5. A instalação do sistema de distribuição de gás deve ser realizada em ambiente protegido contra a vibração, com proteção adequada contra a vibração.
 - 3.6. A instalação do sistema de distribuição de gás deve ser realizada em ambiente protegido contra o ruído, com proteção adequada contra o ruído.
 - 3.7. A instalação do sistema de distribuição de gás deve ser realizada em ambiente protegido contra a poluição, com proteção adequada contra a poluição.
 - 3.8. A instalação do sistema de distribuição de gás deve ser realizada em ambiente protegido contra a contaminação, com proteção adequada contra a contaminação.
 - 3.9. A instalação do sistema de distribuição de gás deve ser realizada em ambiente protegido contra a radiação, com proteção adequada contra a radiação.
 - 3.10. A instalação do sistema de distribuição de gás deve ser realizada em ambiente protegido contra a interferência eletromagnética, com proteção adequada contra a interferência eletromagnética.
4. A manutenção do sistema de distribuição de gás deve ser realizada de acordo com as normas técnicas vigentes, observando-se as seguintes condições:
- 4.1. A manutenção do sistema de distribuição de gás deve ser realizada em ambiente ventilado, com ventilação natural ou mecânica, de acordo com as normas técnicas vigentes.
 - 4.2. A manutenção do sistema de distribuição de gás deve ser realizada em ambiente protegido contra incêndio, com proteção adequada contra a propagação do fogo.
 - 4.3. A manutenção do sistema de distribuição de gás deve ser realizada em ambiente protegido contra a explosão, com proteção adequada contra a propagação da explosão.
 - 4.4. A manutenção do sistema de distribuição de gás deve ser realizada em ambiente protegido contra a corrosão, com proteção adequada contra a corrosão.
 - 4.5. A manutenção do sistema de distribuição de gás deve ser realizada em ambiente protegido contra a vibração, com proteção adequada contra a vibração.
 - 4.6. A manutenção do sistema de distribuição de gás deve ser realizada em ambiente protegido contra o ruído, com proteção adequada contra o ruído.
 - 4.7. A manutenção do sistema de distribuição de gás deve ser realizada em ambiente protegido contra a poluição, com proteção adequada contra a poluição.
 - 4.8. A manutenção do sistema de distribuição de gás deve ser realizada em ambiente protegido contra a contaminação, com proteção adequada contra a contaminação.
 - 4.9. A manutenção do sistema de distribuição de gás deve ser realizada em ambiente protegido contra a radiação, com proteção adequada contra a radiação.
 - 4.10. A manutenção do sistema de distribuição de gás deve ser realizada em ambiente protegido contra a interferência eletromagnética, com proteção adequada contra a interferência eletromagnética.

 

PROJETO PADRÃO - FINE


PROJETO PADRÃO - FINE		PROJETO DE INSTALACOES	
FUNDACAO NACIONAL DE ENGENHARIA		MINISTERIO DA EDUCACAO	
PROJETO PADRÃO - FINE		CENTRAL DE GAS	
DETALHE A		DETALHE B	
DETALHE B		DETALHE C	
DETALHE C		DETALHE D	
DETALHE D		DETALHE E	
DETALHE E		DETALHE F	
DETALHE F		DETALHE G	
DETALHE G		DETALHE H	
DETALHE H		DETALHE I	
DETALHE I		DETALHE J	
DETALHE J		DETALHE K	
DETALHE K		DETALHE L	
DETALHE L		DETALHE M	
DETALHE M		DETALHE N	
DETALHE N		DETALHE O	
DETALHE O		DETALHE P	
DETALHE P		DETALHE Q	
DETALHE Q		DETALHE R	
DETALHE R		DETALHE S	
DETALHE S		DETALHE T	
DETALHE T		DETALHE U	
DETALHE U		DETALHE V	
DETALHE V		DETALHE W	
DETALHE W		DETALHE X	
DETALHE X		DETALHE Y	
DETALHE Y		DETALHE Z	
DETALHE Z		DETALHE AA	
DETALHE AA		DETALHE AB	
DETALHE AB		DETALHE AC	
DETALHE AC		DETALHE AD	
DETALHE AD		DETALHE AE	
DETALHE AE		DETALHE AF	
DETALHE AF		DETALHE AG	
DETALHE AG		DETALHE AH	
DETALHE AH		DETALHE AI	
DETALHE AI		DETALHE AJ	
DETALHE AJ		DETALHE AK	
DETALHE AK		DETALHE AL	
DETALHE AL		DETALHE AM	
DETALHE AM		DETALHE AN	
DETALHE AN		DETALHE AO	
DETALHE AO		DETALHE AP	
DETALHE AP		DETALHE AQ	
DETALHE AQ		DETALHE AR	
DETALHE AR		DETALHE AS	
DETALHE AS		DETALHE AT	
DETALHE AT		DETALHE AU	
DETALHE AU		DETALHE AV	
DETALHE AV		DETALHE AW	
DETALHE AW		DETALHE AX	
DETALHE AX		DETALHE AY	
DETALHE AY		DETALHE AZ	
DETALHE AZ		DETALHE BA	
DETALHE BA		DETALHE BB	
DETALHE BB		DETALHE BC	
DETALHE BC		DETALHE BD	
DETALHE BD		DETALHE BE	
DETALHE BE		DETALHE BF	
DETALHE BF		DETALHE BG	
DETALHE BG		DETALHE BH	
DETALHE BH		DETALHE BI	
DETALHE BI		DETALHE BJ	
DETALHE BJ		DETALHE BK	
DETALHE BK		DETALHE BL	
DETALHE BL		DETALHE BM	
DETALHE BM		DETALHE BN	
DETALHE BN		DETALHE BO	
DETALHE BO		DETALHE BP	
DETALHE BP		DETALHE BQ	
DETALHE BQ		DETALHE BR	
DETALHE BR		DETALHE BS	
DETALHE BS		DETALHE BT	
DETALHE BT		DETALHE BU	
DETALHE BU		DETALHE BV	
DETALHE BV		DETALHE BW	
DETALHE BW		DETALHE BX	
DETALHE BX		DETALHE BY	
DETALHE BY		DETALHE BZ	
DETALHE BZ		DETALHE CA	
DETALHE CA		DETALHE CB	
DETALHE CB		DETALHE CC	
DETALHE CC		DETALHE CD	
DETALHE CD		DETALHE CE	
DETALHE CE		DETALHE CF	
DETALHE CF		DETALHE CG	
DETALHE CG		DETALHE CH	
DETALHE CH		DETALHE CI	
DETALHE CI		DETALHE CJ	
DETALHE CJ		DETALHE CK	
DETALHE CK		DETALHE CL	
DETALHE CL		DETALHE CM	
DETALHE CM		DETALHE CN	
DETALHE CN		DETALHE CO	
DETALHE CO		DETALHE CP	
DETALHE CP		DETALHE CQ	
DETALHE CQ		DETALHE CR	
DETALHE CR		DETALHE CS	
DETALHE CS		DETALHE CT	
DETALHE CT		DETALHE CU	
DETALHE CU		DETALHE CV	
DETALHE CV		DETALHE CW	
DETALHE CW		DETALHE CX	
DETALHE CX		DETALHE CY	
DETALHE CY		DETALHE CZ	
DETALHE CZ		DETALHE DA	
DETALHE DA		DETALHE DB	
DETALHE DB		DETALHE DC	
DETALHE DC		DETALHE DD	
DETALHE DD		DETALHE DE	
DETALHE DE		DETALHE DF	
DETALHE DF		DETALHE DG	
DETALHE DG		DETALHE DH	
DETALHE DH		DETALHE DI	
DETALHE DI		DETALHE DJ	
DETALHE DJ		DETALHE DK	
DETALHE DK		DETALHE DL	
DETALHE DL		DETALHE DM	
DETALHE DM		DETALHE DN	
DETALHE DN		DETALHE DO	
DETALHE DO		DETALHE DP	
DETALHE DP		DETALHE DQ	
DETALHE DQ		DETALHE DR	
DETALHE DR		DETALHE DS	
DETALHE DS		DETALHE DT	
DETALHE DT		DETALHE DU	
DETALHE DU		DETALHE DV	
DETALHE DV		DETALHE DW	
DETALHE DW		DETALHE DX	
DETALHE DX		DETALHE DY	
DETALHE DY		DETALHE DZ	
DETALHE DZ		DETALHE EA	
DETALHE EA		DETALHE EB	
DETALHE EB		DETALHE EC	
DETALHE EC		DETALHE ED	
DETALHE ED		DETALHE EE	
DETALHE EE		DETALHE EF	
DETALHE EF		DETALHE EG	
DETALHE EG		DETALHE EH	
DETALHE EH		DETALHE EI	
DETALHE EI		DETALHE EJ	
DETALHE EJ		DETALHE EK	
DETALHE EK		DETALHE EL	
DETALHE EL		DETALHE EM	
DETALHE EM		DETALHE EN	
DETALHE EN		DETALHE EO	
DETALHE EO		DETALHE EP	
DETALHE EP		DETALHE EQ	
DETALHE EQ		DETALHE ER	
DETALHE ER		DETALHE ES	
DETALHE ES		DETALHE ET	
DETALHE ET		DETALHE EU	
DETALHE EU		DETALHE EV	
DETALHE EV		DETALHE EW	
DETALHE EW		DETALHE EX	
DETALHE EX		DETALHE EY	
DETALHE EY		DETALHE EZ	
DETALHE EZ		DETALHE FA	
DETALHE FA		DETALHE FB	
DETALHE FB		DETALHE FC	
DETALHE FC		DETALHE FD	
DETALHE FD		DETALHE FE	
DETALHE FE		DETALHE FF	
DETALHE FF		DETALHE FG	
DETALHE FG		DETALHE FH	
DETALHE FH		DETALHE FI	
DETALHE FI		DETALHE FJ	
DETALHE FJ		DETALHE FK	
DETALHE FK		DETALHE FL	
DETALHE FL		DETALHE FM	
DETALHE FM		DETALHE FN	
DETALHE FN		DETALHE FO	
DETALHE FO		DETALHE FP	
DETALHE FP		DETALHE FQ	
DETALHE FQ		DETALHE FR	
DETALHE FR		DETALHE FS	
DETALHE FS		DETALHE FT	
DETALHE FT		DETALHE FU	
DETALHE FU		DETALHE FV	
DETALHE FV		DETALHE FW	
DETALHE FW		DETALHE FX	
DETALHE FX		DETALHE FY	
DETALHE FY		DETALHE FZ	
DETALHE FZ		DETALHE GA	
DETALHE GA		DETALHE GB	
DETALHE GB		DETALHE GC	
DETALHE GC		DETALHE GD	
DETALHE GD		DETALHE GE	
DETALHE GE		DETALHE GF	
DETALHE GF		DETALHE GG	
DETALHE GG		DETALHE GH	
DETALHE GH		DETALHE GI	
DETALHE GI		DETALHE GJ	
DETALHE GJ		DETALHE GK	
DETALHE GK		DETALHE GL	
DETALHE GL		DETALHE GM	
DETALHE GM		DETALHE GN	
DETALHE GN		DETALHE GO	
DETALHE GO		DETALHE GP	
DETALHE GP		DETALHE GQ	
DETALHE GQ		DETALHE GR	
DETALHE GR		DETALHE GS	
DETALHE GS		DETALHE GT	
DETALHE GT		DETALHE GU	
DETALHE GU		DETALHE GV	
DETALHE GV		DETALHE GW	
DETALHE GW		DETALHE GX	
DETALHE GX		DETALHE GY	
DETALHE GY		DETALHE GZ	
DETALHE GZ		DETALHE HA	
DETALHE HA		DETALHE HB	
DETALHE HB		DETALHE HC	
DETALHE HC		DETALHE HD	
DETALHE HD		DETALHE HE	
DETALHE HE		DETALHE HF	
DETALHE HF		DETALHE HG	
DETALHE HG		DETALHE HH	
DETALHE HH		DETALHE HI	
DETALHE HI		DETALHE HJ	
DETALHE HJ		DETALHE HK	
DETALHE HK		DETALHE HL	
DETALHE HL		DETALHE HM	
DETALHE HM		DETALHE HN	
DETALHE HN		DETALHE HO	
DETALHE HO		DETALHE HP	
DETALHE HP		DETALHE HQ	
DETALHE HQ		DETALHE HR	
DETALHE HR		DETALHE HS	
DETALHE HS		DETALHE HT	
DETALHE HT		DETALHE HU	
DETALHE HU		DETALHE HV	
DETALHE HV		DETALHE HW	
DETALHE HW		DETALHE HX	
DETALHE HX		DETALHE HY	
DETALHE HY		DETALHE HZ	
DETALHE HZ		DETALHE IA	
DETALHE IA		DETALHE IB	
DETALHE IB		DETALHE IC	
DETALHE IC		DETALHE ID	
DETALHE ID		DETALHE IE	
DETALHE IE		DETALHE IF	
DETALHE IF		DETALHE IG	
DETALHE IG		DETALHE IH	
DETALHE IH		DETALHE II	
DETALHE II		DETALHE IJ	
DETALHE IJ		DETALHE IK	
DETALHE IK		DETALHE IL	
DETALHE IL		DETALHE IM	
DETALHE IM		DETALHE IN	
DETALHE IN		DETALHE IO	
DETALHE IO		DETALHE IP	
DETALHE IP		DETALHE IQ	
DETALHE IQ		DETALHE IR	
DETALHE IR		DETALHE IS	
DETALHE IS		DETALHE IT	
DETALHE IT		DETALHE IU	
DETALHE IU		DETALHE IV	
DETALHE IV		DETALHE IW	
DETALHE IW		DETALHE IX	
DETALHE IX		DETALHE IY	
DETALHE IY		DETALHE IZ	
DETALHE IZ		DETALHE JA	
DETALHE JA		DETALHE JB	
DETALHE JB		DETALHE JC	
DETALHE JC		DETALHE JD	
DETALHE JD		DETALHE JE	
DETALHE JE		DETALHE JF	
DETALHE JF		DETALHE JG	
DETALHE JG		DETALHE JH	
DETALHE JH		DETALHE JI	
DETALHE JI		DETALHE JJ	
DETALHE JJ		DETALHE JK	
DETALHE JK		DETALHE JL	
DETALHE JL		DETALHE JM	
DETALHE JM		DETALHE JN	
DETALHE JN		DETALHE JO	
DETALHE JO		DETALHE JP	
DETALHE JP		DETALHE JQ	
DETALHE JQ		DETALHE JR	
DETALHE JR		DETALHE JS	
DETALHE JS		DETALHE JT	
DETALHE JT		DETALHE JU	
DETALHE JU		DETALHE JV	
DETALHE JV		DETALHE JW	
DETALHE JW		DETALHE JX	
DETALHE JX		DETALHE JY	
DETALHE JY		DETALHE JZ	
DETALHE JZ		DETALHE KA	
DETALHE KA		DETALHE KB	
DETALHE KB		DETALHE KC	
DETALHE KC		DETALHE KD	
DETALHE KD		DETALHE KE	
DETALHE KE		DETALHE KF	
DETALHE KF		DETALHE KG	
DETALHE KG		DETALHE KH	
DETALHE KH		DETALHE KI	
DETALHE KI		DETALHE KJ	
DETALHE KJ		DETALHE KK	
DETALHE KK		DETALHE KL	
DETALHE KL		DETALHE KM	
DETALHE KM		DETALHE KN	
DETALHE KN		DETALHE KO	
DETALHE KO		DETALHE KP	
DETALHE KP		DETALHE KQ	
DETALHE KQ		DETALHE KR	
DETALHE KR		DETALHE KS	
DETALHE KS		DETALHE KT	
DETALHE KT		DETALHE KU	
DETALHE KU		DETALHE KV	
DETALHE KV		DETALHE KW	
DETALHE KW		DETALHE KX	
DETALHE KX		DETALHE KY	
DETALHE KY		DETALHE KZ	
DETALHE KZ		DETALHE LA	
DETALHE LA		DETALHE LB	
DETALHE LB		DETALHE LC	
DETALHE LC		DETALHE LD	
DETALHE LD		DETALHE LE	
DETALHE LE		DETALHE LF	
DETALHE LF		DETALHE LG	
DETALHE LG		DETALHE LH	
DETALHE LH		DETALHE LI	
DETALHE LI		DETALHE LJ	
DETALHE LJ		DETALHE LK	
DETALHE LK		DETALHE LL	
DETALHE LL		DETALHE LM	
DETALHE LM		DETALHE LN	
DETALHE LN		DETALHE LO	
DETALHE LO		DETALHE LP	
DETALHE LP		DETALHE LQ	
DETALHE LQ		DETALHE LR	
DETALHE LR		DETALHE LS	
DETALHE LS		DETALHE LT	
DETALHE LT		DETALHE LU	
DETALHE LU		DETALHE LV	
DETALHE LV		DETALHE LW	
DETALHE LW		DETALHE LX	
DETALHE LX		DETALHE LY	
DETALHE LY		DETALHE LZ	
DETALHE LZ		DETALHE MA	
DETALHE MA		DETALHE MB	
DETALHE MB		DETALHE MC	
DETALHE MC		DETALHE MD	
DETALHE MD		DETALHE ME	
DETALHE ME		DETALHE MF	
DETALHE MF		DETALHE MG	
DETALHE MG		DETALHE MH	
DETALHE MH		DETALHE MI	
DETALHE MI		DETALHE MJ	
DETALHE MJ		DETALHE MK	
DETALHE MK		DETALHE ML	
DETALHE ML		DETALHE MM	
DETALHE MM		DETALHE MN	
DETALHE MN		DETALHE MO	
DETALHE MO		DETALHE MP	
DETALHE MP		DETALHE MQ	
DETALHE MQ		DETALHE MR	
DETALHE MR		DETALHE MS	
DETALHE MS		DETALHE MT	
DETALHE MT		DETALHE MU	
DETALHE MU		DETALHE MV	
DETALHE MV		DETALHE MW	
DETALHE MW		DETALHE MX	
DETALHE MX		DETALHE MY	
DETALHE MY		DETALHE MZ	
DETALHE MZ		DETALHE NA	
DETALHE NA		DETALHE NB	
DETALHE NB		DETALHE NC	
DETALHE NC		DETALHE ND	
DETALHE ND		DETALHE NE	
DETALHE NE		DETALHE NF	
DETALHE NF		DETALHE NG	
DETALHE NG		DETALHE NH	
DETALHE NH		DETALHE NI	
DETALHE NI		DETALHE NJ	
DETALHE NJ		DETALHE NK	
DETALHE NK		DETALHE NL	
DETALHE NL		DETALHE NM	
DETALHE NM		DETALHE NN	
DETALHE NN		DETALHE NO	
DETALHE NO		DETALHE NP	
DETALHE NP		DETALHE NQ	
DETALHE NQ		DETALHE NR	
DETALHE NR		DETALHE NS	
DETALHE NS		DETALHE NT	
DETALHE NT		DETALHE NU	
DETALHE NU		DETALHE NV	
DETALHE NV		DETALHE NW	
DETALHE NW		DETALHE NX	
DETALHE NX		DETALHE NY	
DETALHE NY		DETALHE NZ	
DETALHE NZ		DETALHE OA	
DETALHE OA		DETALHE OB	
DETALHE OB		DETALHE OC	
DETALHE OC		DETALHE OD	
DETALHE OD		DETALHE OE	
DETALHE OE		DETALHE OF	
DETALHE OF		DETALHE OG	
DETALHE OG		DETALHE OH	
DETALHE OH		DETALHE OI	
DETALHE OI		DETALHE OJ	
DETALHE OJ		DETALHE OK	
DETALHE OK		DETALHE OL	
DETALHE OL		DETALHE OM	
DETALHE OM		DETALHE ON	
DETALHE ON		DETALHE OO	
DETALHE OO		DETALHE OP	
DETALHE OP		DETALHE OQ	
DETALHE OQ		DETALHE OR	
DETALHE OR		DETALHE OS	
DETALHE OS		DETALHE OT	
DETALHE OT		DETALHE OU	
DETALHE OU		DETALHE OV	
DETALHE OV		DETALHE OW	
DETALHE OW		DETALHE OX	
DETALHE OX		DETALHE OY	
DETALHE OY		DETALHE OZ	
DETALHE OZ		DETALHE PA	
DETALHE PA		DETALHE PB	
DETALHE PB		DETALHE PC	
DETALHE PC		DETALHE PD	
DETALHE PD		DETALHE PE	
DETALHE PE		DETALHE PF	
DETALHE PF		DETALHE PG	
DETALHE PG		DETALHE PH	
DETALHE PH		DETALHE PI	
DETALHE PI		DETALHE PJ	
DETALHE PJ		DETALHE PK	
DETALHE PK		DETALHE PL	
DETALHE PL		DETALHE PM	
DETALHE PM		DETALHE PN	
DETALHE PN		DETALHE PO	
DETALHE PO		DETALHE PP	
DETALHE PP		DETALHE PQ	
DETALHE PQ		DETALHE PR	
DETALHE PR		DETALHE PS	
DETALHE PS		DETALHE PT	
DETAL			

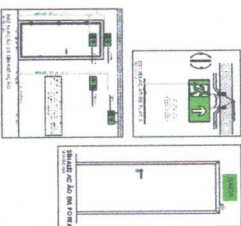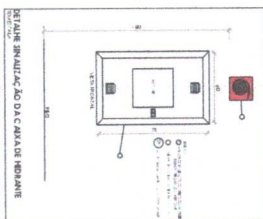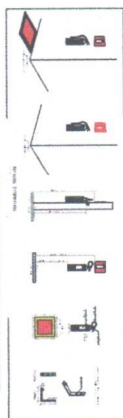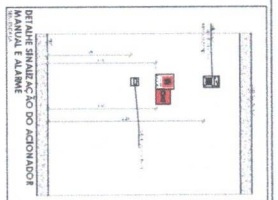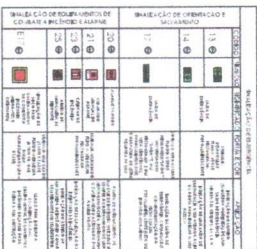

2. **THE PROBLEM**

As a result of the above, the following problem arises: how can the system be designed so that the system is able to detect and respond to the presence of a fault in the system? The problem is to design a system that is able to detect and respond to the presence of a fault in the system. The problem is to design a system that is able to detect and respond to the presence of a fault in the system.

[illegible]

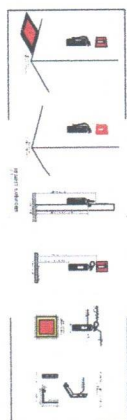

1. **CONCEPTS** (10%)
 2. **PROBLEMS** (10%)
 3. **EXERCISES** (10%)
 4. **QUESTIONS** (10%)
 5. **ASSAYS** (10%)
 6. **LABORATORY** (10%)
 7. **FINAL EXAM** (30%)

CONCEPTS (10%)

1. **CONCEPTS** (10%)

2. **PROBLEMS** (10%)

3. **EXERCISES** (10%)

4. **QUESTIONS** (10%)

5. **ASSAYS** (10%)

6. **LABORATORY** (10%)

7. **FINAL EXAM** (30%)

PROBLEMS (10%)

1. **PROBLEMS** (10%)

2. **EXERCISES** (10%)

3. **QUESTIONS** (10%)

4. **ASSAYS** (10%)

5. **LABORATORY** (10%)

6. **FINAL EXAM** (30%)

EXERCISES (10%)

1. **EXERCISES** (10%)

2. **QUESTIONS** (10%)

3. **ASSAYS** (10%)

4. **LABORATORY** (10%)

5. **FINAL EXAM** (30%)

QUESTIONS (10%)

1. **QUESTIONS** (10%)

2. **ASSAYS** (10%)

3. **LABORATORY** (10%)

4. **FINAL EXAM** (30%)

ASSAYS (10%)

1. **ASSAYS** (10%)

2. **LABORATORY** (10%)

3. **FINAL EXAM** (30%)

LABORATORY (10%)

1. **LABORATORY** (10%)

2. **FINAL EXAM** (30%)

FINAL EXAM (30%)

1. **FINAL EXAM** (30%)

2. **LABORATORY** (10%)


3. **ASSAYS** (10%)

4. **QUESTIONS** (10%)

5. **EXERCISES** (10%)

6. **PROBLEMS** (10%)

7. **CONCEPTS** (10%)

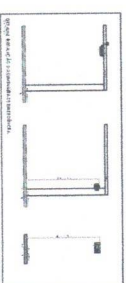

Application for permanent visa		Personal details of the applicant as per Form 101	
Applicant's details		Applicant's details	
			
Applicant's name (as per passport)	Applicant's date of birth (DD/MM/YYYY)	Applicant's name (as per passport)	Applicant's date of birth (DD/MM/YYYY)
Applicant's address (as per passport)	Applicant's occupation	Applicant's address (as per passport)	Applicant's occupation
Applicant's contact details (phone, email)	Applicant's marital status	Applicant's contact details (phone, email)	Applicant's marital status

Can I read the manual?

FUNDE
FUNDO NACIONAL
DE DESENVOLVIMENTO
DA EDUCAÇÃO

MINISTÉRIO DA
EDUCAÇÃO

PROJETO PADRÃO - FNDE

© 1997 by John Wiley & Sons, Inc.

 $\beta = \text{Cov}(\beta_1, \beta_2)$

--

100

FELTON, 1990:173

2. **ANALYSIS**

0.00

1

100

10

DATE RECEIVED

100

100

ESC

370/370/370

Order on telephone or
by mail

[illegible]

2	
---	--

1. The first step is to identify the problem or question that needs to be answered.

[illegible]



PRODUTOS GRÁFICOS - ELÉTRICA – 21 pranchas

Instalações Elétricas – 220-127V – 08 pranchas

Nome do arquivo	Título	Escala	Prancha
9T-ELE-DIG-GER0-01_220-127V_R00	Diagrama unifilar – 220-127V	indicada	841x591
9T-ELE-IMP-GER0-02_220-127V_R00	Distribuição da rede elétrica – 220-127V Ramais de alimentação dos quadros Planta Baixa Geral	1:100	1374x841
9T-ELE-IMP-GER0-03_220-127V_R00	Iluminação externa – 220-127V	1:75	1374x841
9T-ELE-PLD-GER0-04_220-127V_R00	Distribuição da rede elétrica – 220-127V Iluminação e Tomadas Bloco B (Administração) e Bloco C (Serviço)	1:50	1374x841
9T-ELE-PLD-GER0-05_220-127V_R00	Distribuição da rede elétrica – 220-127V Iluminação e Tomadas Bloco E (Biblioteca) e Bloco F (Multiuso)	indicada	A0
9T-ELE-PLD-GER0-06_220-127V_R00	Distribuição da rede elétrica – 220-127V Iluminação e Tomadas Bloco G (Pedagógico 1) e Bloco H (Pedagógico 2)	1:50	1374x841
9T-ELE-PLD-GER0-07_220-127V_R00	Distribuição da rede elétrica – 220-127V Iluminação e Tomadas Bloco G2 (Pedagógico 3) e Bloco I (Pedagógico 4)	1:50	1374x841
9T-ELE-PLB-GER0-08_220-127V_R00	Distribuição da rede elétrica – 220-127V Iluminação e Tomadas Bloco A (Quadra) e Bloco D (Higiene)	1:50	1374x841

Instalações Elétricas – 380-220V – 08 pranchas

Nome do arquivo	Título	Escala	Prancha
9T-ELE-DIG-GER0-01_380-220V_R00	Diagrama unifilar – 380-220V	indicada	841x591
9T-ELE-IMP-GER0-02_380-220V_R00	Distribuição da rede elétrica – 380-220V Ramais de alimentação dos quadros Planta Baixa Geral	1:100	1374x841



Nome do arquivo	Título	Escala	Prancha
9T-ELE-IMP-GER0-03_380-220V_R00	Iluminação externa – 380-220V	1:75	1374x841
9T-ELE-PLB-GER0-04_380-220V_R00	Distribuição da rede elétrica – 380-220V Iluminação e Tomadas Bloco B (Administração) e Bloco C (Serviço)	1:50	1374x841
9T-ELE-PLD-GER0-05_380-220V_R00	Distribuição da rede elétrica – 380-220V Iluminação e Tomadas Bloco E (Biblioteca) e Bloco F (Multiuso)	indicada	A0
9T-ELE-PLD-GER0-06_380-220V_R00	Distribuição da rede elétrica – 380-220V Iluminação e Tomadas Bloco G (Pedagógico 1) e Bloco H (Pedagógico 2)	1:50	1374x841
9T-ELE-PLD-GER0-07_220-127V_R00	Distribuição da rede elétrica – 220-127V Iluminação e Tomadas Bloco G2 (Pedagógico 3) e Bloco I (Pedagógico 4)	1:50	1374x841
9T-ELE-PLB-GER0-08_380-220V_R00	Distribuição da rede elétrica – 380-220V Iluminação e Tomadas Bloco A (Quadra) e Bloco D (Higiene)	1:50	1374x841


Sistema de Proteção contra Descargas Atmosféricas – 01 prancha

Nome do arquivo	Título	Escala	Prancha
9T-EDA-PLD-GER0-01_R00	Malha captora e Malha de aterramento	1:200	1189x594






Instalação de Cabeamento Estruturado – 05 pranchas

Nome do arquivo	Título	Escala	Prancha
9T-ECE-IMP-GER0-01_R00	Ramais cabeamento estruturado – Planta Baixa Geral	1:100	A0
9T-ECE-PLD-GER0-02_R00	Distribuição cabeamento estruturado – Bloco B (Administração) e Bloco C (Serviço)	1:50	A0
9T-ECE-PLB-GER0-03_R00	Distribuição cabeamento estruturado – Bloco E (Biblioteca) e Bloco F (Multiuso)	indicada	A1
9T-ECE-PLD-GER0-04_R00	Distribuição cabeamento estruturado – Bloco G (Pedagógico 1) e Bloco H (Pedagógico 2)	1:50	1374x841
9T-ECE-PLD-GER0-05_R00	Distribuição cabeamento estruturado – Bloco G2 (Pedagógico 3) e Bloco I (Pedagógico 4)	1:50	1374x841

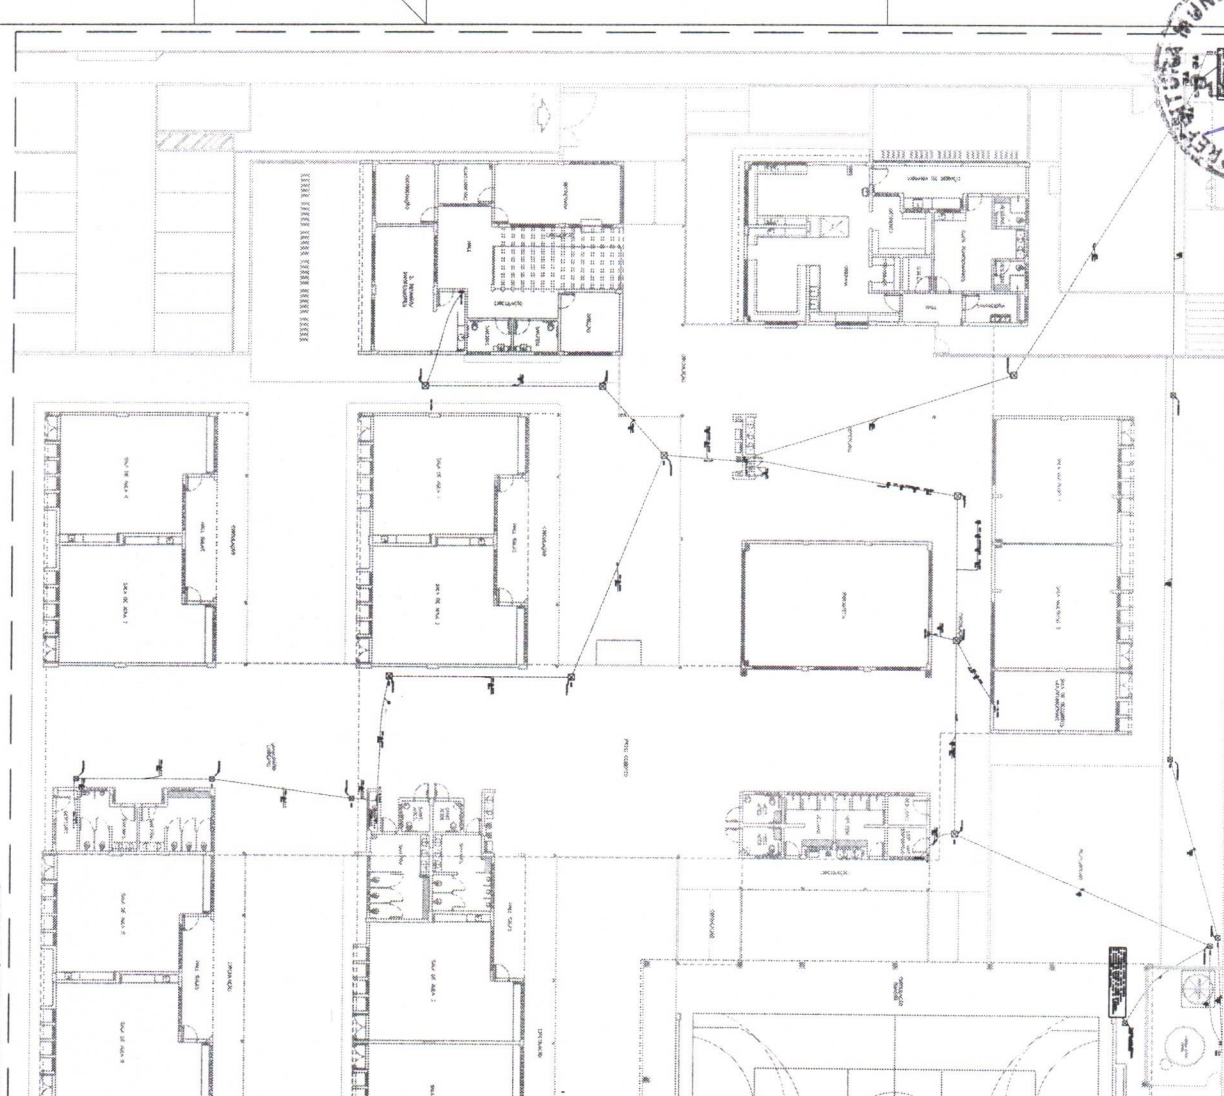

RAIAS DE ALIMENTAÇÃO ELÉTRICA – PLANTA BUAIA TERRE ESCALA 1:10

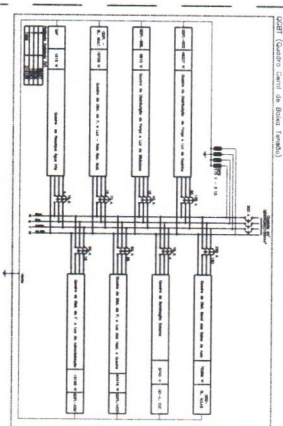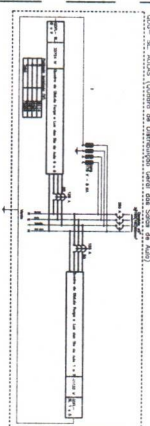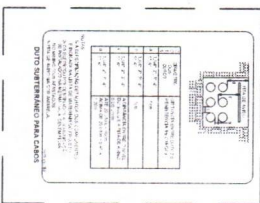[illegible][illegible]

[illegible]



QUINCE DE SETEMBRO (1997) - 207

— — — — —

OLIVIERO DE TOSCANI (1971-1974)
POLITICA INTERNAZIONALE

[illegible]

LEGENDA

THE UNIVERSITY OF CHICAGO

1000

096

AL
RE
RE

10


11

1


1

1


ANALYST

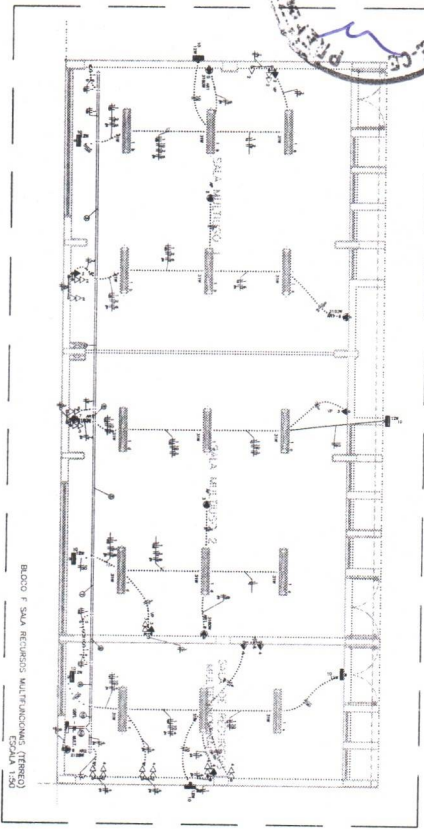


BLOCO F - SALA RECURSOS MULTIFUNÇÕES (TÉRREO)
ESCALA 1:50

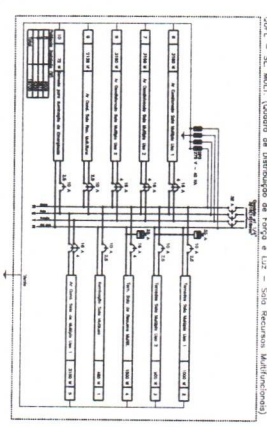

BLOCO G - SALA DE AULA (TÉRREO)
ESCALA 1:50

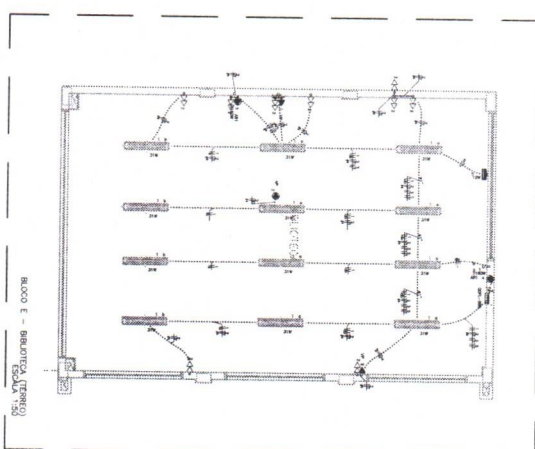

BLOCO E - SALA DE AULA (TÉRREO)
ESCALA 1:50

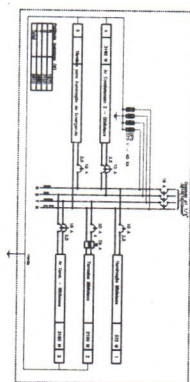

BLOCO H - SALA DE AULA (TÉRREO)
ESCALA 1:50

Quadro de distribuição de energia elétrica para o Bloco F, Sala Recursos Multifuncionais (Térreo).

DESCRIÇÃO	QUANTIDADE	WATT	VOLTA	AMPERE	SEÇÃO	PROTEÇÃO
Iluminação	10	100	220	0,45	1,5	10A
Tomadas	10	100	220	0,45	1,5	10A
Ar Condicionado	10	1000	220	4,5	15	20A
Equipamentos	10	100	220	0,45	1,5	10A
TOTAL	40	1300	220	5,4	22	20A

Quadro de distribuição de energia elétrica para o Bloco G, Sala de Aula (Térreo).

DESCRIÇÃO	QUANTIDADE	WATT	VOLTA	AMPERE	SEÇÃO	PROTEÇÃO
Iluminação	10	100	220	0,45	1,5	10A
Tomadas	10	100	220	0,45	1,5	10A
Ar Condicionado	10	1000	220	4,5	15	20A
Equipamentos	10	100	220	0,45	1,5	10A
TOTAL	40	1300	220	5,4	22	20A

Quadro de distribuição de energia elétrica para o Bloco E, Sala de Aula (Térreo).

DESCRIÇÃO	QUANTIDADE	WATT	VOLTA	AMPERE	SEÇÃO	PROTEÇÃO
Iluminação	10	100	220	0,45	1,5	10A
Tomadas	10	100	220	0,45	1,5	10A
Ar Condicionado	10	1000	220	4,5	15	20A
Equipamentos	10	100	220	0,45	1,5	10A
TOTAL	40	1300	220	5,4	22	20A

Quadro de distribuição de energia elétrica para o Bloco H, Sala de Aula (Térreo).

DESCRIÇÃO	QUANTIDADE	WATT	VOLTA	AMPERE	SEÇÃO	PROTEÇÃO
Iluminação	10	100	220	0,45	1,5	10A
Tomadas	10	100	220	0,45	1,5	10A
Ar Condicionado	10	1000	220	4,5	15	20A
Equipamentos	10	100	220	0,45	1,5	10A
TOTAL	40	1300	220	5,4	22	20A

Legenda de materiais elétricos.


DESCRIÇÃO	QUANTIDADE	WATT	VOLTA	AMPERE	SEÇÃO	PROTEÇÃO
Iluminação	10	100	220	0,45	1,5	10A
Tomadas	10	100	220	0,45	1,5	10A
Ar Condicionado	10	1000	220	4,5	15	20A
Equipamentos	10	100	220	0,45	1,5	10A
TOTAL	40	1300	220	5,4	22	20A

Legenda de materiais elétricos.

DESCRIÇÃO	QUANTIDADE	WATT	VOLTA	AMPERE	SEÇÃO	PROTEÇÃO
Iluminação	10	100	220	0,45	1,5	10A
Tomadas	10	100	220	0,45	1,5	10A
Ar Condicionado	10	1000	220	4,5	15	20A
Equipamentos	10	100	220	0,45	1,5	10A
TOTAL	40	1300	220	5,4	22	20A

Legenda de materiais elétricos.

DESCRIÇÃO	QUANTIDADE	WATT	VOLTA	AMPERE	SEÇÃO	PROTEÇÃO
Iluminação	10	100	220	0,45	1,5	10A
Tomadas	10	100	220	0,45	1,5	10A
Ar Condicionado	10	1000	220	4,5	15	20A
Equipamentos	10	100	220	0,45	1,5	10A
TOTAL	40	1300	220	5,4	22	20A

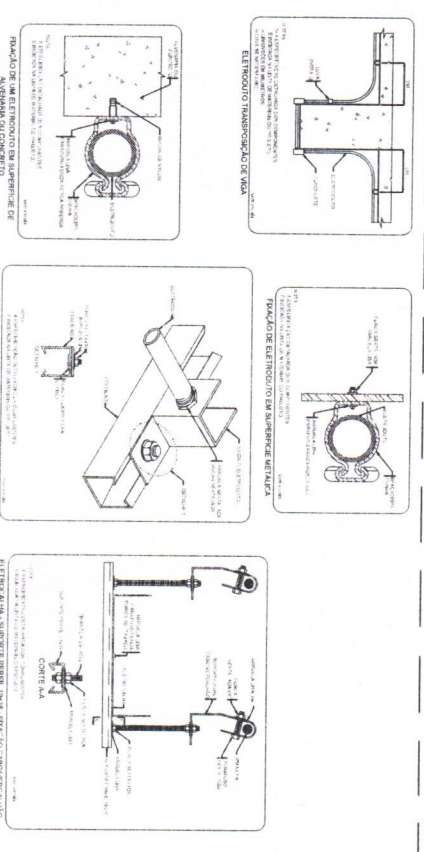


Projeto Padão - FINE.

DESCRIÇÃO	QUANTIDADE	WATT	VOLTA	AMPERE	SEÇÃO	PROTEÇÃO
Iluminação	10	100	220	0,45	1,5	10A
Tomadas	10	100	220	0,45	1,5	10A
Ar Condicionado	10	1000	220	4,5	15	20A
Equipamentos	10	100	220	0,45	1,5	10A
TOTAL	40	1300	220	5,4	22	20A

Projeto Padão - FINE.



DESCRIÇÃO	QUANTIDADE	WATT	VOLTA	AMPERE	SEÇÃO	PROTEÇÃO
Iluminação	10	100	220	0,45	1,5	10A
Tomadas	10	100	220	0,45	1,5	10A
Ar Condicionado	10	1000	220	4,5	15	20A
Equipamentos	10	100	220	0,45	1,5	10A
TOTAL	40	1300	220	5,4	22	20A

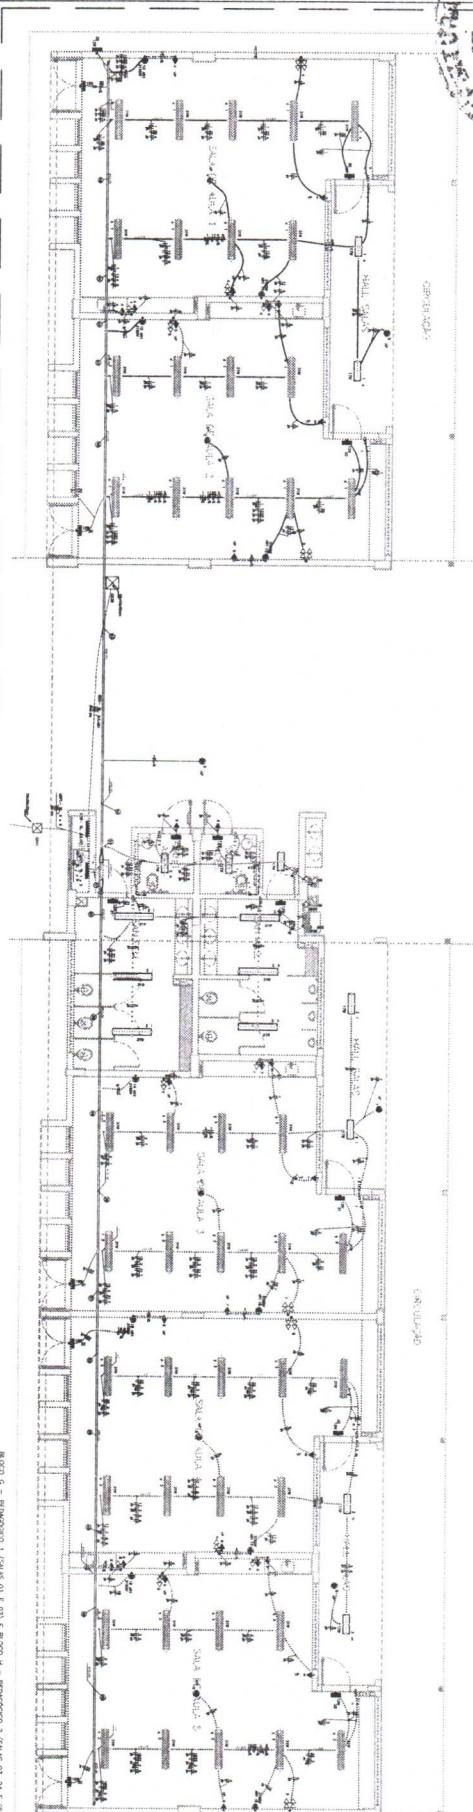


Circulation

BLOCO G - PEDAGÓGICO 1 (SALAS 01 E 02) E BLOCO H - PEDAGÓGICO 2 (SALAS 03, 04 E 05)
ESCALA 1:50



1	2	3	100
1	2	3	100
1	2	3	74																										

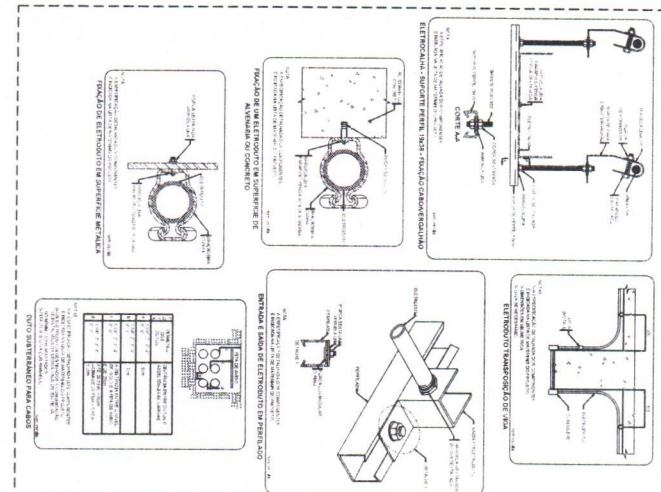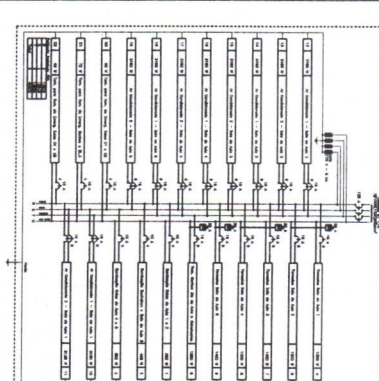
[illegible][illegible][illegible]

[illegible]

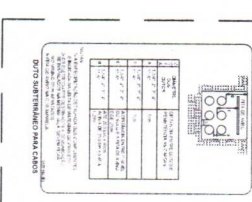
[illegible]

	02
--	----

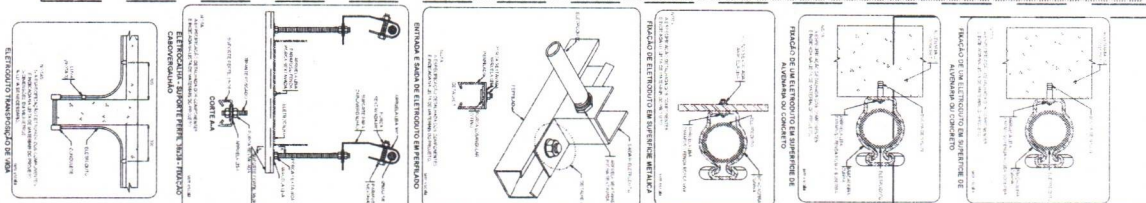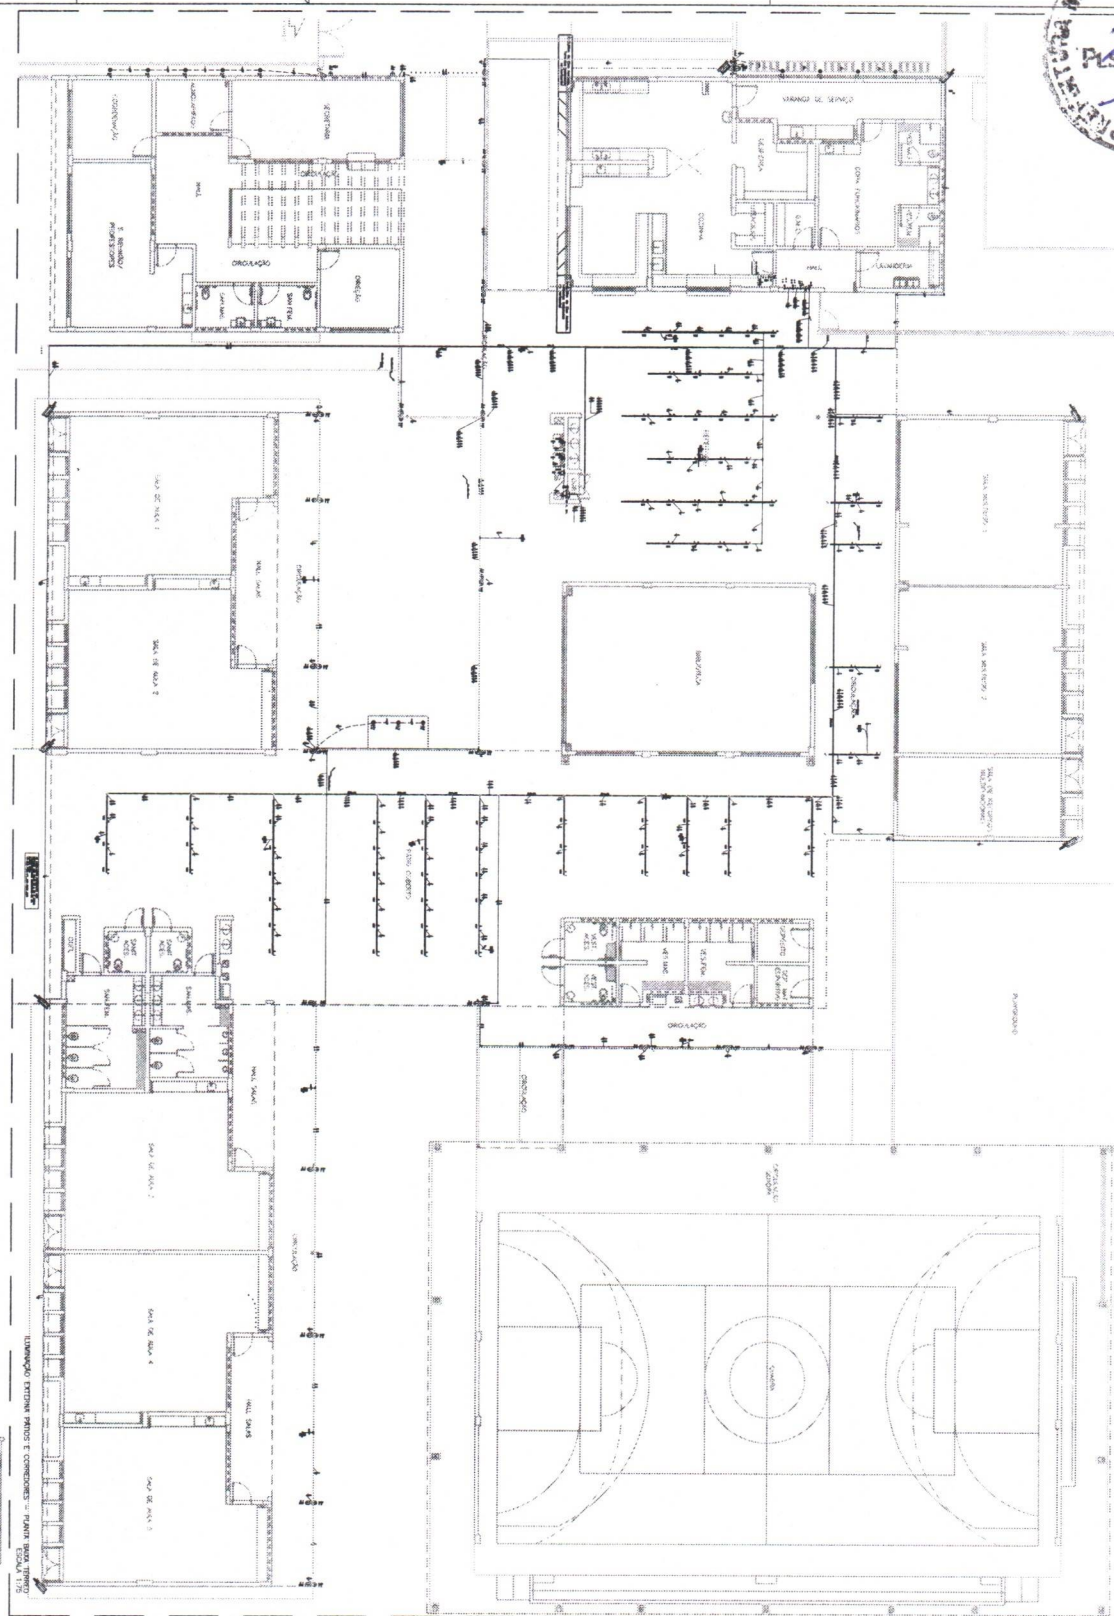
[illegible]

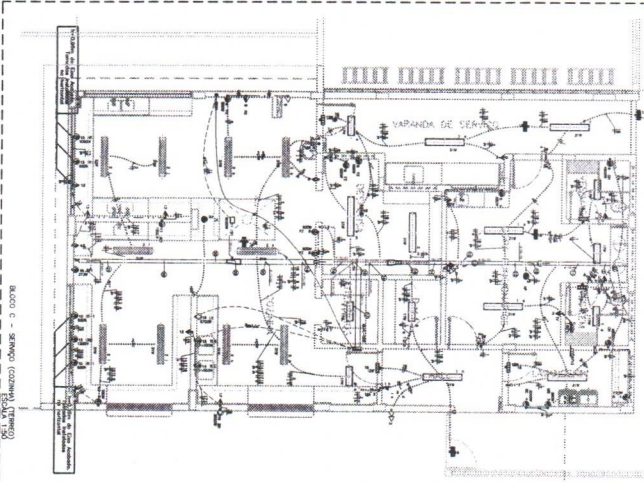

BLOCO C - SERVIÇO (COFREIRO)

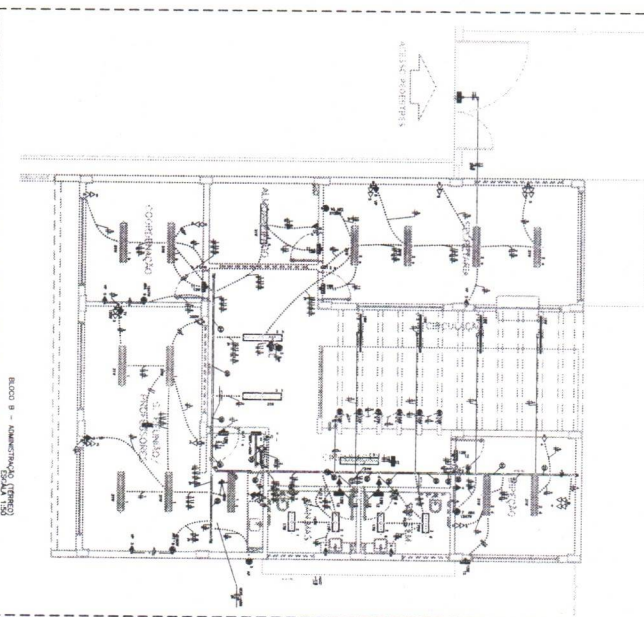


BLOCO B - ADMINISTRAÇÃO

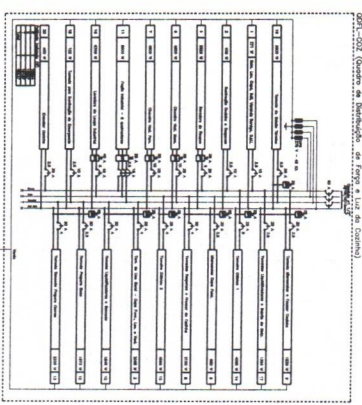


BLOCO A - INSTALAÇÃO

Quadro de especificações técnicas e materiais para o projeto de fiação elétrica.

ITEM	DESCRIÇÃO	QUANTIDADE	UNIDADE	VALOR UNITÁRIO	VALOR TOTAL
1		...	...	...	...
2		...	...	...	...
3		...	...	...	...
100		...	...	...	...

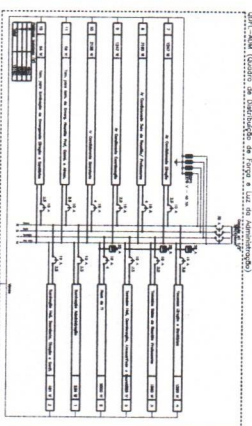

BLOCO D - INSTALAÇÃO

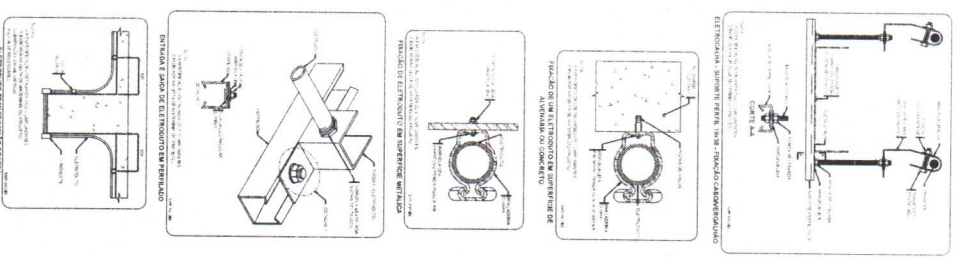


BLOCO E - INSTALAÇÃO


Quadro de especificações técnicas e materiais para o projeto de fiação elétrica.

ITEM	DESCRIÇÃO	QUANTIDADE	UNIDADE	VALOR UNITÁRIO	VALOR TOTAL
1		...	...	...	...
2		...	...	...	...
3		...	...	...	...
100		...	...	...	...


ITEM	DESCRIÇÃO	QUANTIDADE	UNIDADE	VALOR UNITÁRIO	VALOR TOTAL
1		...	...	...	...
2		...	...	...	...
3		...	...	...	...
100		...	...	...	...

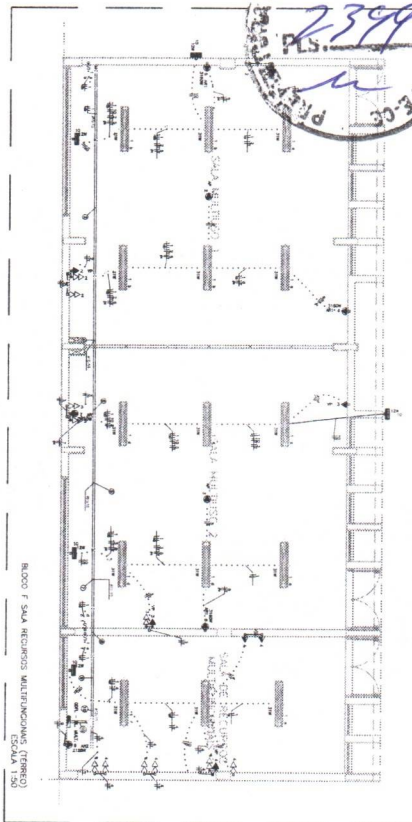


ENCUENTRO : SUELA RECURSOS MULTILINGÜES (TERREO)
ESCALA 1:50

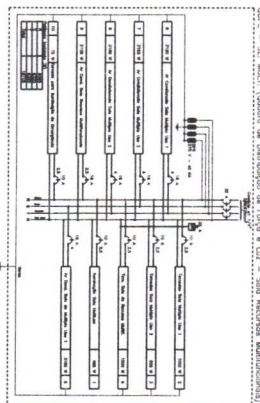


QDCL - **SU. MULT.** (Quatro de Distribuição de Força e Luz - Solo Recursos Multifuncionais)

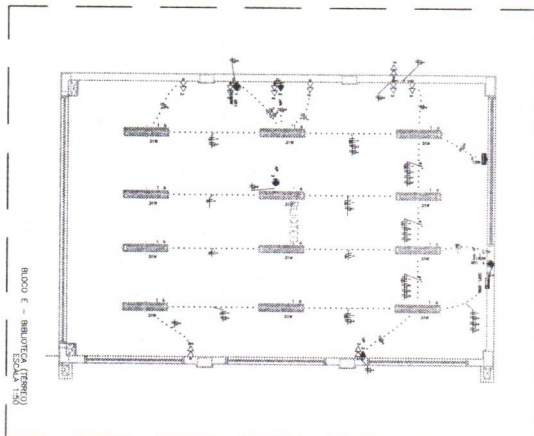[illegible]


BLOCO E - BIBLIOTECA (TERRETO ESCALA 1:50)

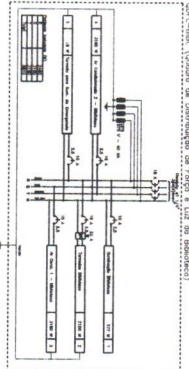


QDFI--BIBI (Grupo de Distribuição de Força e luz do Biblioteca)

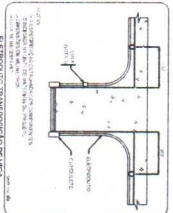[illegible]


ELETRODUTO TRANSPOSIÇÃO DE VIGA

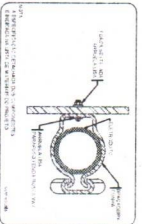


FUNDIÇÃO DE ELETRODUTO EM SUPERFÍCIE METÁLICA

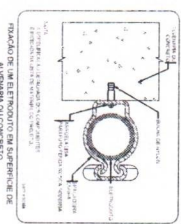

FUNDACÃO DE UM ELETRODUTO EM SUPERFÍCIE DE
ALVENARIA ALICATADA

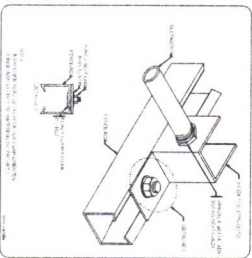

ENTRADA E SAÍDA DE ELETRORRÓDIO EM PERFILADO

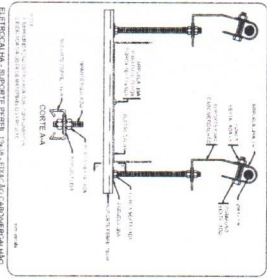

ELETROCALHA - SUPORTE PERFIL 19x38 - FIXAÇÃO CABOVERGALHA

[illegible][illegible]

PROJETO PADRÃO - FND


2

Examples:


ESCOLA 9 SALAS DE AULA – MODELO TERREO

ELEUTERIO AND J. L. GONZALEZ

05/10	01/10/2008	01/10/2008	01/10/2008
-------	------------	------------	------------

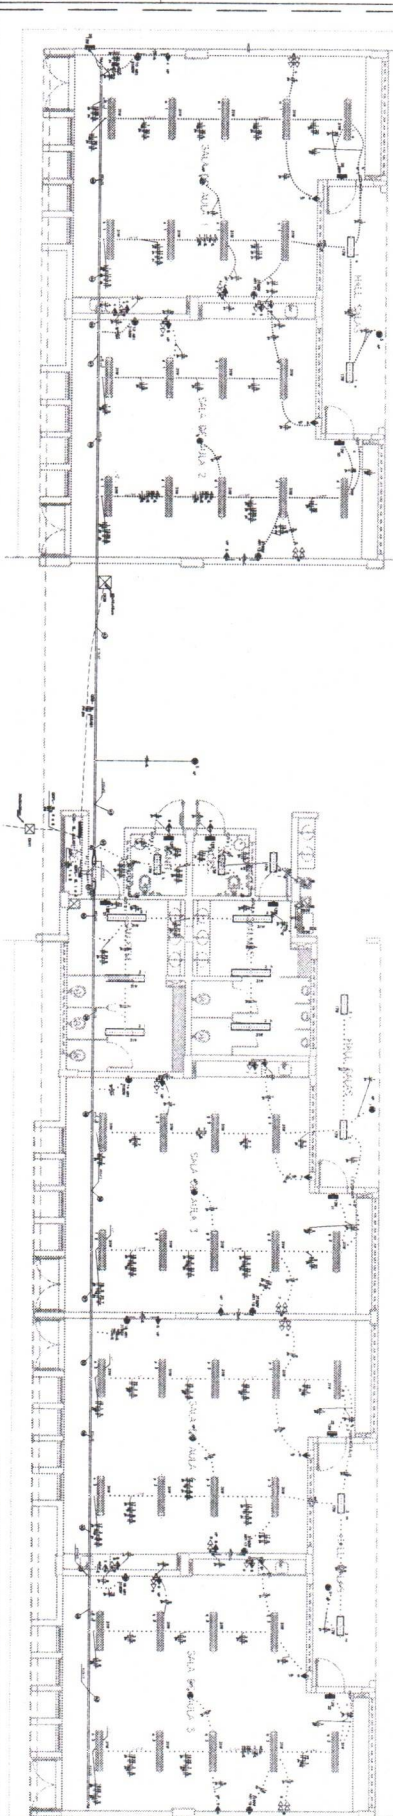

BL000 G - PEDAGOGICO 1 (VALS 01 E 02) E BL000 H - PEDAGOGICO 2 (VALS 03, 04 E 05)
F55A 110

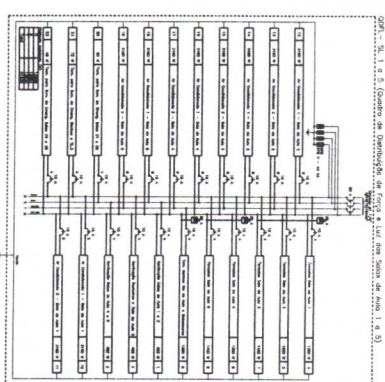


Q121. - SL 1 a 5 (Centro de Distribuição de Força e Luz dos Seixos da Auto 1 a 5)

[illegible]

1	2	3	100
---	---	---	---	---	---	---	---	---	----	----	-----

[illegible]

TABLE 1. *Continued*

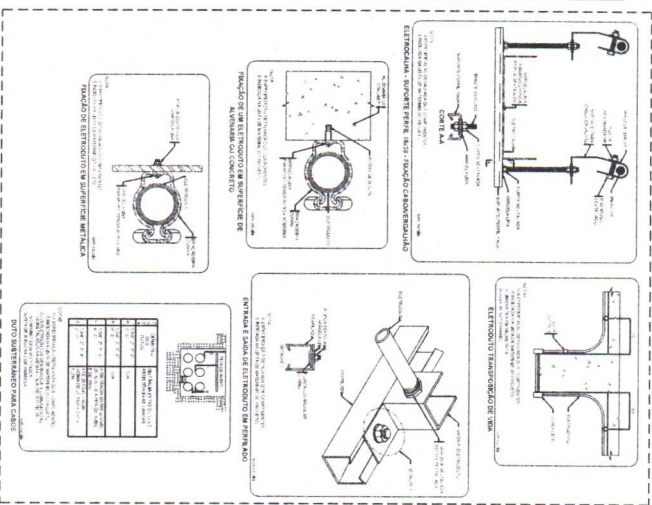

ELETTRICAL - SUPPORT PERAL 18/22 - PUGNO CAROTENCAVALI

^a Approximate values obtained from the model.




1. Introdução e saída de eletrodo em 27/07/2006

$\Delta H_{\text{vap}}^{\circ}(\text{H}_2\text{O}) = 40.7 \text{ kJ mol}^{-1}$ $\Delta H_{\text{vap}}^{\circ}(\text{C}_6\text{H}_6) = 30.8 \text{ kJ mol}^{-1}$ $\Delta H_{\text{vap}}^{\circ}(\text{C}_2\text{H}_5\text{OH}) = 38.6 \text{ kJ mol}^{-1}$	$\Delta H_{\text{vap}}^{\circ}(\text{H}_2\text{O}) = 40.7 \text{ kJ mol}^{-1}$ $\Delta H_{\text{vap}}^{\circ}(\text{C}_6\text{H}_6) = 30.8 \text{ kJ mol}^{-1}$ $\Delta H_{\text{vap}}^{\circ}(\text{C}_2\text{H}_5\text{OH}) = 38.6 \text{ kJ mol}^{-1}$
---	---



[illegible][illegible]

.....CROQUI DE REFERENCIA - IMPLANTAÇÃO.....

[illegible]




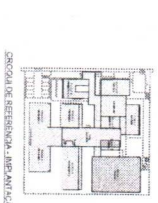
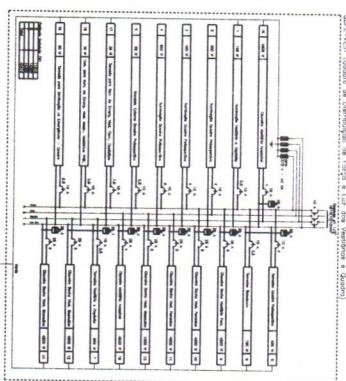
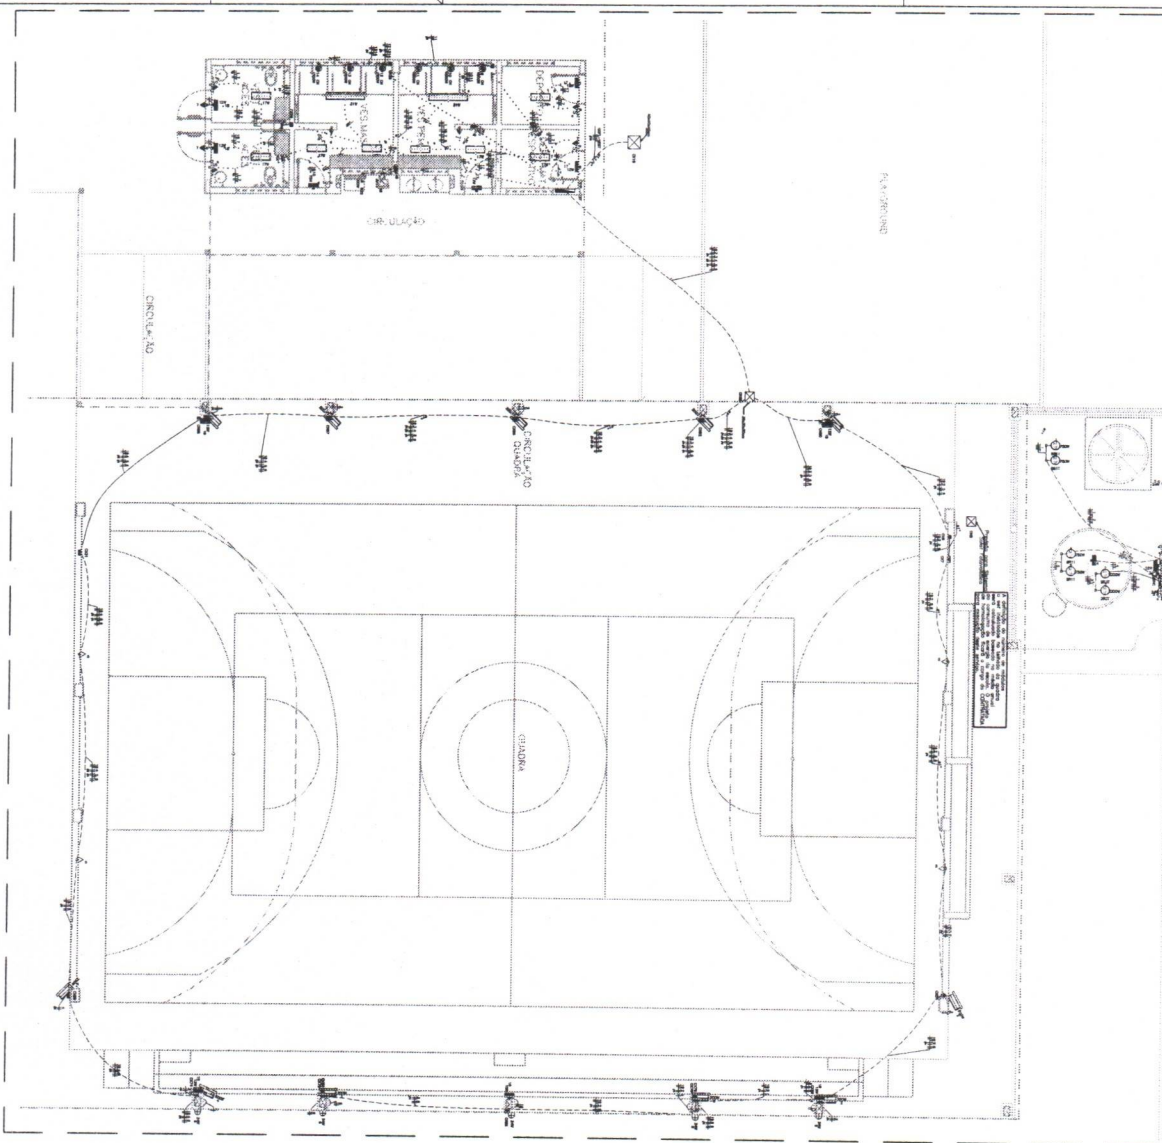
[illegible]

UNITED STATES DEPARTMENT OF AGRICULTURE		BUREAU OF PLANT INDUSTRY		PLANT INDUSTRY REPORT	
REPORT NO. 1000		DATE OF REPORT		DATE OF FIELD WORK	
REPORT MADE AT		REPORT MADE BY		REPORT MADE FOR	
1	2	3	4	5	6
7	8	9	10	11	12
13	14	15	16	17	18
391	392	393	394	395	396
397					

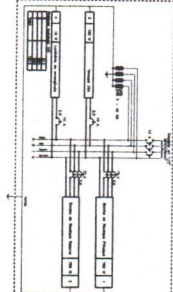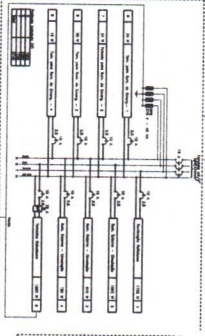

NAME OF STUDENT		DATE		PAGE	
NAME	DATE	NAME	DATE	NAME	DATE
1. NAME	2. NAME	3. NAME	4. NAME	5. NAME	6. NAME
7. NAME	8. NAME	9. NAME	10. NAME	11. NAME	12. NAME
13. NAME	14. NAME	15. NAME	16. NAME	17. NAME	18. NAME
1141. NAME	1142. NAME	1143. NAME	1144. NAME	1145. NAME	1146. NAME
1147. NAME	1148. NAME	1149. NAME	1150. NAME		

 [illegible]

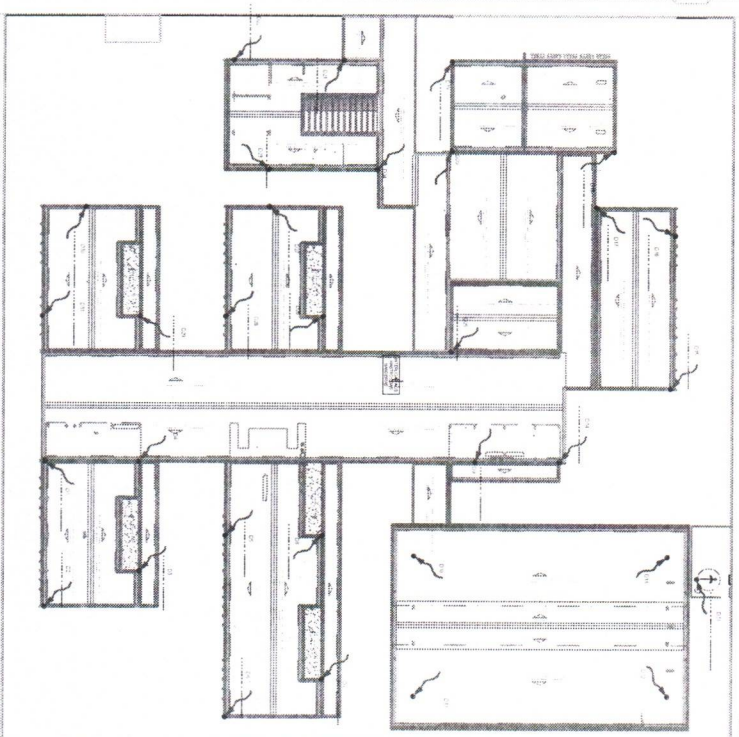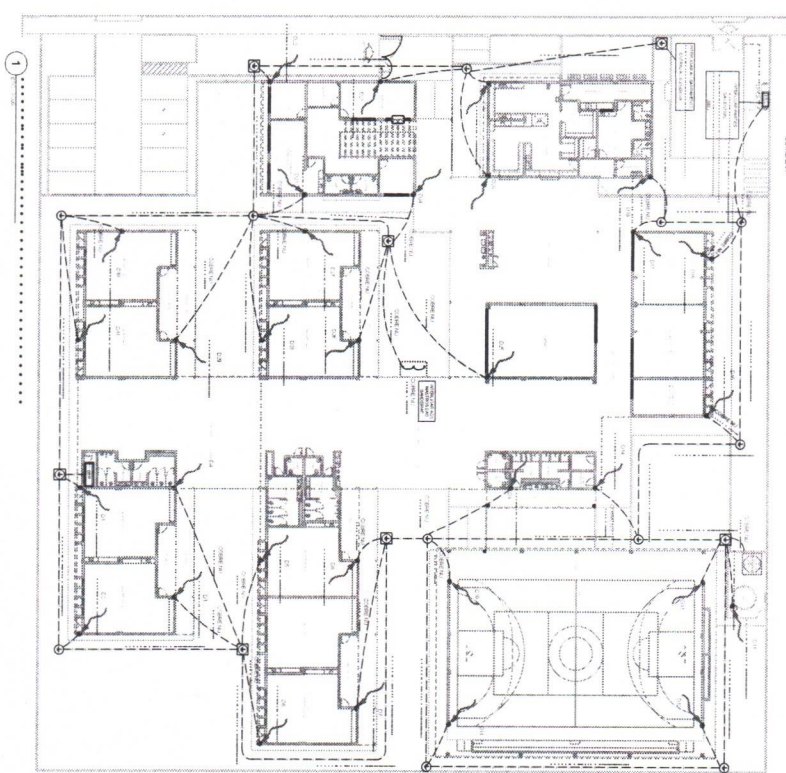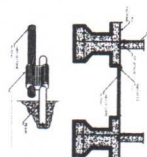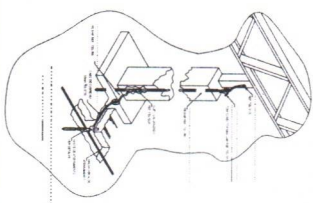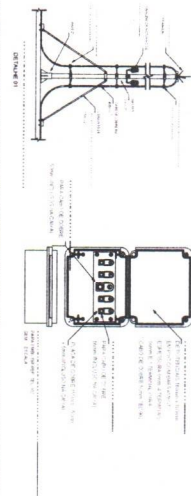

NOTAS


SPDA ESTRUTURAL:

[illegible][illegible]Ministero di
Educazione

PROJECT NAME:

PRC

[illegible]

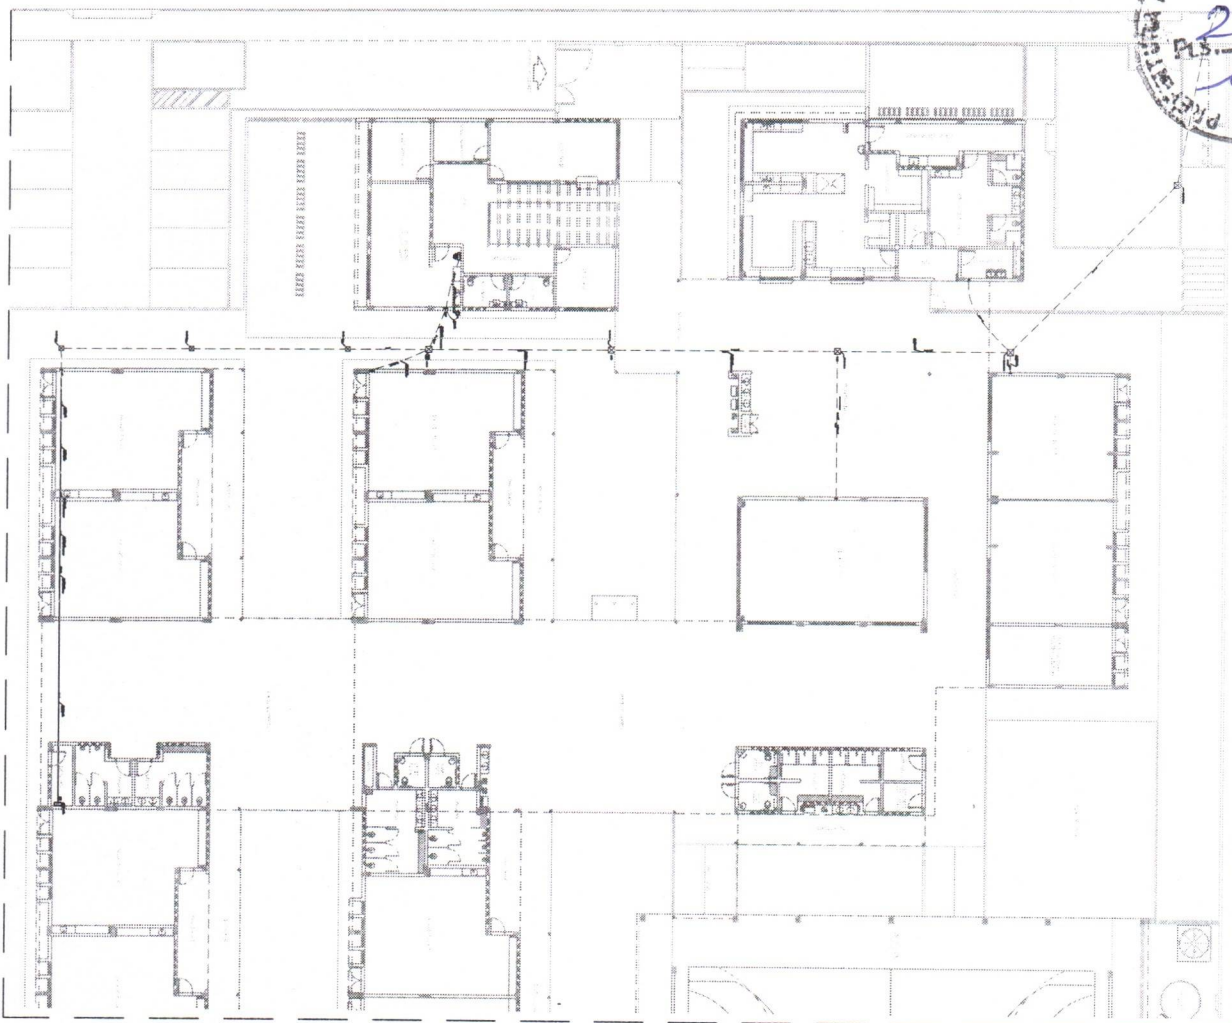

RAMAIS DE ALIMENTAÇÃO DO CARIÓTIPO ESTRUTURADO - PLANTA BAIXA TERRECO
ESCALA 1:100

Diagram of a 16-bit parallel adder-subtractor circuit. The circuit takes two 16-bit inputs, A and B, and a 1-bit control signal (0 for addition, 1 for subtraction). It produces a 16-bit output F and a 1-bit carry-out. The circuit is composed of a 16-bit parallel adder-subtractor block, a 16-bit parallel comparator, and a 16-bit parallel multiplexer. The output F is the result of the addition or subtraction, and the comparator output is used to select between the two operations.

RACK PRINCIPAL (PC) E RACK DE DISTRIBUICAO (2D S/ ESCAL)

UAT01
PPT001
CTI001
PPT002
SIM01
PPT003
SIM02
PPT004
2-APR01
PPT005
2-APR02
PPT006

ESQUEMA LÓGICO DE LIGAÇÃO DOS RACKS
S/ ESCALA

[illegible][illegible]

1
2
3
840
84

Figure 1 consists of two line graphs. The left graph plots the rate of polymerization (R_p) on the y-axis against the reciprocal of temperature ($1/T$ in K^{-1}) on the x-axis. Four data series are shown for temperatures of 30, 40, 50, and 60 °C. The right graph also plots R_p against $1/T$ for temperatures of 70, 80, 90, and 100 °C. In both graphs, the rate of polymerization decreases linearly as $1/T$ increases (which corresponds to a decrease in temperature).

DATE	1987
1. NAME _____ 2. ADDRESS _____ 3. STATE _____ 4. ZIP _____ 5. PHONE _____ 6. TELETYPE _____ 7. TELEFAX _____ 8. TELEMAIL _____ 9. TELETYPE _____ 10. TELEFAX _____ 11. TELEMAIL _____ 12. TELETYPE _____ 13. TELEFAX _____ 14. TELEMAIL _____ 15. TELETYPE _____ 16. TELEFAX _____ 17. TELEMAIL _____ 18. TELETYPE _____ 19. TELEFAX _____ 20. TELEMAIL _____ 21. TELETYPE _____ 22. TELEFAX _____ 23. TELEMAIL _____ 24. TELETYPE _____ 25. TELEFAX _____ 26. TELEMAIL _____ 27. TELETYPE _____ 28. TELEFAX _____ 29. TELEMAIL _____ 30. TELETYPE _____ 31. TELEFAX _____ 32. TELEMAIL _____ 33. TELETYPE _____ 34. TELEFAX _____ 35. TELEMAIL _____ 36. TELETYPE _____ 37. TELEFAX _____ 38. TELEMAIL _____ 39. TELETYPE _____ 40. TELEFAX _____ 41. TELEMAIL _____ 42. TELETYPE _____ 43. TELEFAX _____ 44. TELEMAIL _____ 45. TELETYPE _____ 46. TELEFAX _____ 47. TELEMAIL _____ 48. TELETYPE _____ 49. TELEFAX _____ 50. TELEMAIL _____ 51. TELETYPE _____ 52. TELEFAX _____ 53. TELEMAIL _____ 54. TELETYPE _____ 55. TELEFAX _____ 56. TELEMAIL _____ 57. TELETYPE _____ 58. TELEFAX _____ 59. TELEMAIL _____ 60. TELETYPE _____ 61. TELEFAX _____ 62. TELEMAIL _____ 63. TELETYPE _____ 64. TELEFAX _____ 65. TELEMAIL _____ 66. TELETYPE _____ 67. TELEFAX _____ 68. TELEMAIL _____ 69. TELETYPE _____ 70. TELEFAX _____ 71. TELEMAIL _____ 72. TELETYPE _____ 73. TELEFAX _____ 74. TELEMAIL _____ 75. TELETYPE _____ 76. TELEFAX _____ 77. TELEMAIL _____ 78. TELETYPE _____ 79. TELEFAX _____ 80. TELEMAIL _____ 81. TELETYPE _____ 82. TELEFAX _____ 83. TELEMAIL _____ 84. TELETYPE _____ 85. TELEFAX _____ 86. TELEMAIL _____ 87. TELETYPE _____ 88. TELEFAX _____ 89. TELEMAIL _____ 90. TELETYPE _____ 91. TELEFAX _____ 92. TELEMAIL _____ 93. TELETYPE _____ 94. TELEFAX _____ 95. TELEMAIL _____ 96. TELETYPE _____ 97. TELEFAX _____ 98. TELEMAIL _____ 99. TELETYPE _____ 100. TELEFAX _____ 101. TELEMAIL _____ 102. TELETYPE _____ 103. TELEFAX _____ 104. TELEMAIL _____ 105. TELETYPE _____ 106. TELEFAX _____ 107. TELEMAIL _____ 108. TELETYPE _____ 109. TELEFAX _____ 110. TELEMAIL _____ 111. TELETYPE _____ 112. TELEFAX _____ 113. TELEMAIL _____ 114. TELETYPE _____ 115. TELEFAX _____ 116. TELEMAIL _____ 117. TELETYPE _____ 118. TELEFAX _____ 119. TELEMAIL _____ 120. TELETYPE _____ 121. TELEFAX _____ 122. TELEMAIL _____ 123. TELETYPE _____ 124. TELEFAX _____ 125. TELEMAIL _____ 126. TELETYPE _____ 127. TELEFAX _____ 128. TELEMAIL _____ 129. TELETYPE _____ 130. TELEFAX _____ 131. TELEMAIL _____ 132. TELETYPE _____ 133. TELEFAX _____ 134. TELEMAIL _____ 135. TELETYPE _____ 136. TELEFAX _____ 137. TELEMAIL _____ 138. TELETYPE _____ 139. TELEFAX _____ 140. TELEMAIL _____ 141. TELETYPE _____ 142. TELEFAX _____ 143. TELEMAIL _____ 144. TELETYPE _____ 145. TELEFAX _____ 146. TELEMAIL _____ 147. TELETYPE _____ 148. TELEFAX _____ 149. TELEMAIL _____ 150. TELETYPE _____ 151. TELEFAX _____ 152. TELEMAIL _____ 153. TELETYPE _____ 154. TELEFAX _____ 155. TELEMAIL _____ 156. TELETYPE _____ 157. TELEFAX _____ 158. TELEMAIL _____ 159. TELETYPE _____ 160. TELEFAX _____ 161. TELEMAIL _____ 162. TELETYPE _____ 163. TELEFAX _____ 164. TELEMAIL _____ 165. TELETYPE _____ 166. TELEFAX _____ 167. TELEMAIL _____ 168. TELETYPE _____ 169. TELEFAX _____ 170. TELEMAIL _____ 171. TELETYPE _____ 172. TELEFAX _____ 173. TELEMAIL _____ 174. TELETYPE _____ 175. TELEFAX _____ 176. TELEMAIL _____ 177. TELETYPE _____ 178. TELEFAX _____ 179. TELEMAIL _____ 180. TELETYPE _____ 181. TELEFAX _____ 182. TELEMAIL _____ 183. TELETYPE _____ 184. TELEFAX _____ 185. TELEMAIL _____ 186. TELETYPE _____ 187. TELEFAX _____ 188. TELEMAIL _____ 189. TELETYPE _____ 190. TELEFAX _____ 191. TELEMAIL _____ 192. TELETYPE _____ 193. TELEFAX _____ 194. TELEMAIL _____ 195. TELETYPE _____ 196. TELEFAX _____ 197. TELEMAIL _____ 198. TELETYPE _____ 199. TELEFAX _____ 200. TELEMAIL _____ 201. TELETYPE _____ 202. TELEFAX _____ 203. TELEMAIL _____ 204. TELETYPE _____ 205. TELEFAX _____ 206.	

PROJETO DE INSTALAÇÕES		ECC	
BANHO CASAMENTO ESTRUÇÃO		0105	
PLANTA PARA OBRA			
AUTOR			
PROJETO			
REVISÃO			
DATA			
FOLHA			
TOTAL			


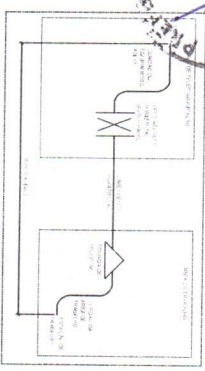



DIAGRAMA DE CONDIÇÕES MÍNIMAS DO SISTEMA DE AQUECIMENTO

ITEM	DESCRIÇÃO	QUANTIDADE	UNIDADE
1	Água quente	1000	L
2	Água fria	1000	L
3	Água quente	1000	L
4	Água fria	1000	L
5	Água quente	1000	L
6	Água fria	1000	L

DIAGRAMA DE CONDIÇÕES MÍNIMAS DO SISTEMA DE AQUECIMENTO

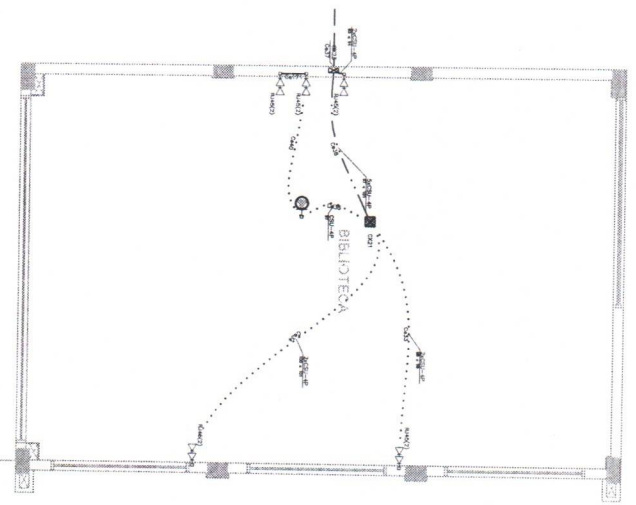

BLOCO E - BIBLIOTECA (TÉRREO)
ESCALA 1:50


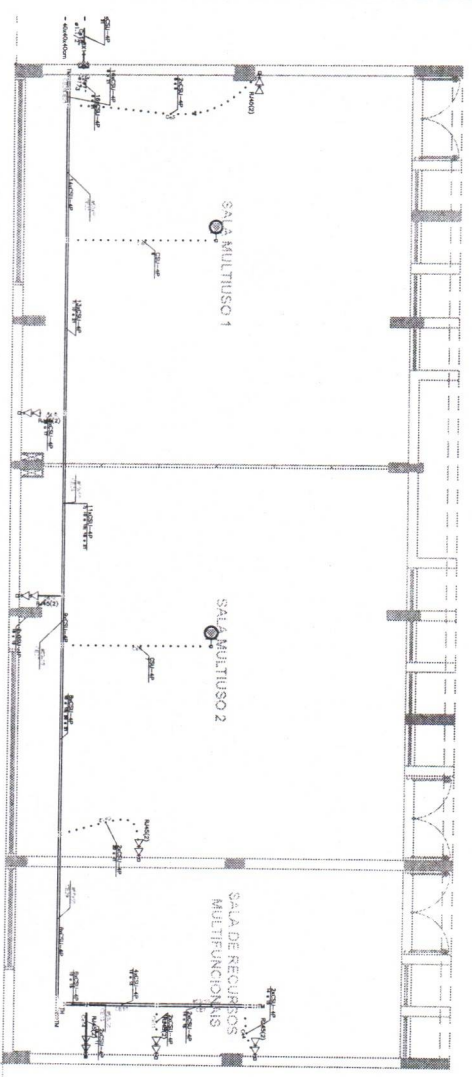


BLOCO F SALAS RECURSOS MULTIFUNCAIONAIS (TÉRREO)
ESCALA 1:50

NOTAS

1. PARA ADEQUAÇÃO DO PROJETO DESENVOLVIDO PARA O SISTEMA DE AQUECIMENTO, O PROJETO DEVE SER ADEQUADO DE ACORDO COM AS NORMAS DE AQUECIMENTO DO BRASIL.
2. O PROJETO DEVE SER ADEQUADO DE ACORDO COM AS NORMAS DE AQUECIMENTO DO BRASIL.
3. O PROJETO DEVE SER ADEQUADO DE ACORDO COM AS NORMAS DE AQUECIMENTO DO BRASIL.
4. O PROJETO DEVE SER ADEQUADO DE ACORDO COM AS NORMAS DE AQUECIMENTO DO BRASIL.
5. O PROJETO DEVE SER ADEQUADO DE ACORDO COM AS NORMAS DE AQUECIMENTO DO BRASIL.
6. O PROJETO DEVE SER ADEQUADO DE ACORDO COM AS NORMAS DE AQUECIMENTO DO BRASIL.
7. O PROJETO DEVE SER ADEQUADO DE ACORDO COM AS NORMAS DE AQUECIMENTO DO BRASIL.
8. O PROJETO DEVE SER ADEQUADO DE ACORDO COM AS NORMAS DE AQUECIMENTO DO BRASIL.
9. O PROJETO DEVE SER ADEQUADO DE ACORDO COM AS NORMAS DE AQUECIMENTO DO BRASIL.
10. O PROJETO DEVE SER ADEQUADO DE ACORDO COM AS NORMAS DE AQUECIMENTO DO BRASIL.
11. O PROJETO DEVE SER ADEQUADO DE ACORDO COM AS NORMAS DE AQUECIMENTO DO BRASIL.
12. O PROJETO DEVE SER ADEQUADO DE ACORDO COM AS NORMAS DE AQUECIMENTO DO BRASIL.
13. O PROJETO DEVE SER ADEQUADO DE ACORDO COM AS NORMAS DE AQUECIMENTO DO BRASIL.
14. O PROJETO DEVE SER ADEQUADO DE ACORDO COM AS NORMAS DE AQUECIMENTO DO BRASIL.
15. O PROJETO DEVE SER ADEQUADO DE ACORDO COM AS NORMAS DE AQUECIMENTO DO BRASIL.
16. O PROJETO DEVE SER ADEQUADO DE ACORDO COM AS NORMAS DE AQUECIMENTO DO BRASIL.
17. O PROJETO DEVE SER ADEQUADO DE ACORDO COM AS NORMAS DE AQUECIMENTO DO BRASIL.
18. O PROJETO DEVE SER ADEQUADO DE ACORDO COM AS NORMAS DE AQUECIMENTO DO BRASIL.
19. O PROJETO DEVE SER ADEQUADO DE ACORDO COM AS NORMAS DE AQUECIMENTO DO BRASIL.
20. O PROJETO DEVE SER ADEQUADO DE ACORDO COM AS NORMAS DE AQUECIMENTO DO BRASIL.

 NOMENCLATURAS

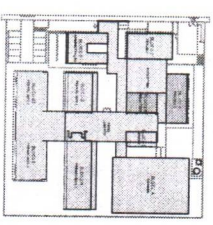

CROQUI DE REFERÊNCIA - IMPLANTAÇÃO


LEGENDA

LEGENDA	DESCRIÇÃO
1	Área de estacionamento
2	Área de estacionamento
3	Área de estacionamento
4	Área de estacionamento
5	Área de estacionamento
6	Área de estacionamento
7	Área de estacionamento
8	Área de estacionamento
9	Área de estacionamento
10	Área de estacionamento
11	Área de estacionamento
12	Área de estacionamento
13	Área de estacionamento
14	Área de estacionamento
15	Área de estacionamento
16	Área de estacionamento
17	Área de estacionamento
18	Área de estacionamento
19	Área de estacionamento
20	Área de estacionamento



PROJETO PADRÃO - FNDE

PROJETO PADRÃO - FNDE	DESCRIÇÃO
1	Área de estacionamento
2	Área de estacionamento
3	Área de estacionamento
4	Área de estacionamento
5	Área de estacionamento
6	Área de estacionamento
7	Área de estacionamento
8	Área de estacionamento
9	Área de estacionamento
10	Área de estacionamento
11	Área de estacionamento
12	Área de estacionamento
13	Área de estacionamento
14	Área de estacionamento
15	Área de estacionamento
16	Área de estacionamento
17	Área de estacionamento
18	Área de estacionamento
19	Área de estacionamento
20	Área de estacionamento

2409
PRÉ-PROJETO

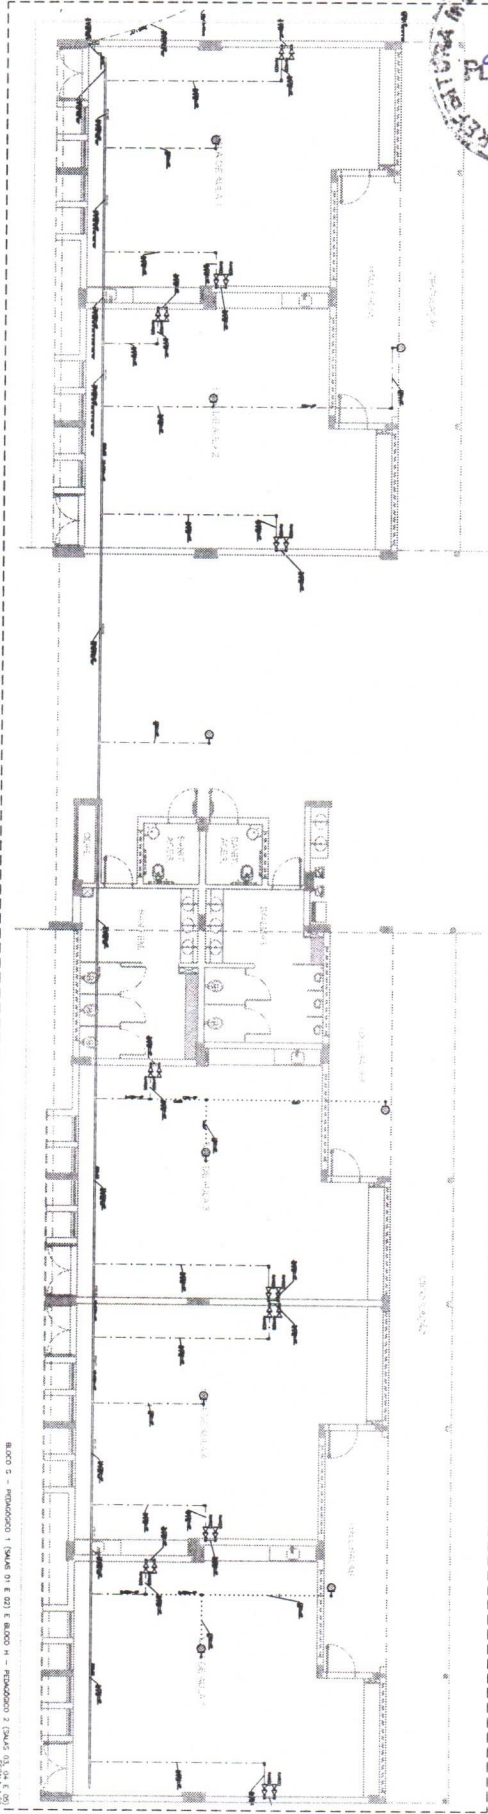





BLOCO 5 - PRODUÇÃO 1 (PÁV. 01 E 02) E BLOCO H - PRODUÇÃO 2 (PÁV. 03, 04 E 05)

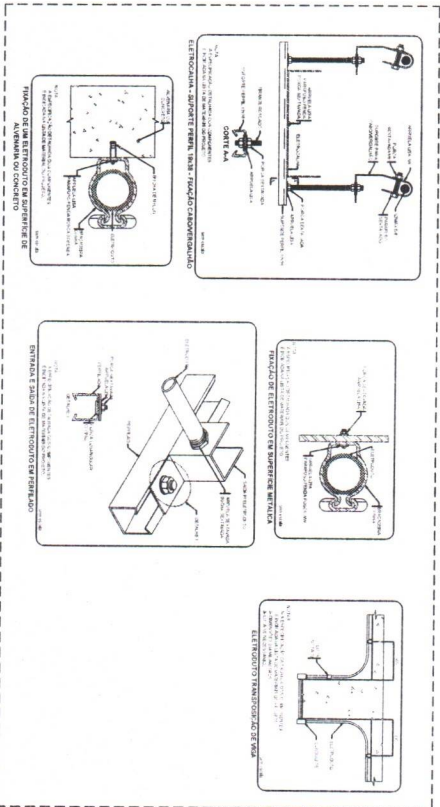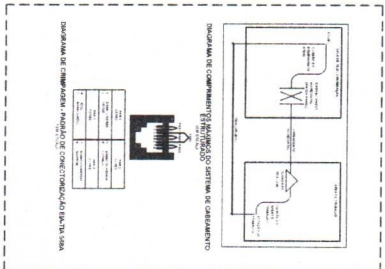

SEÇÃO DE SEPARAÇÃO - INTER. 01/02

LEGENDA

Índice	Descrição
1	Área de Produção 1 (PÁV. 01 E 02)
2	Área de Produção 2 (PÁV. 03, 04 E 05)
3	Área de Produção 3 (PÁV. 06, 07 E 08)
4	Área de Produção 4 (PÁV. 09, 10 E 11)
277	Área de Produção 277 (PÁV. 828, 829 E 830)
278	Área de Produção 278 (PÁV.

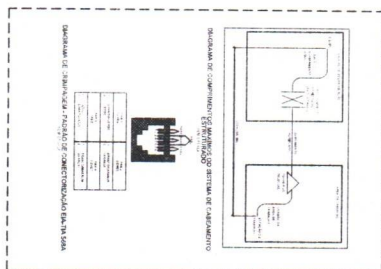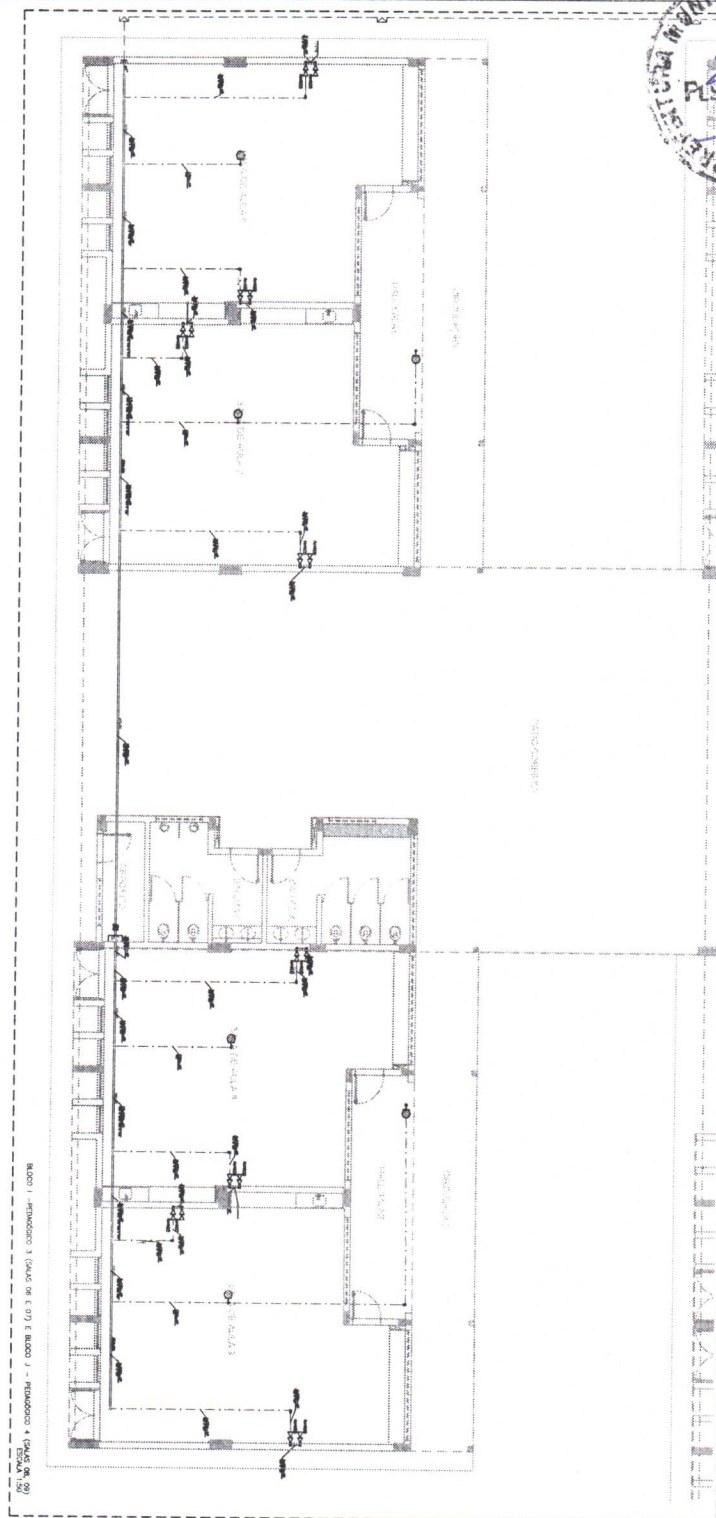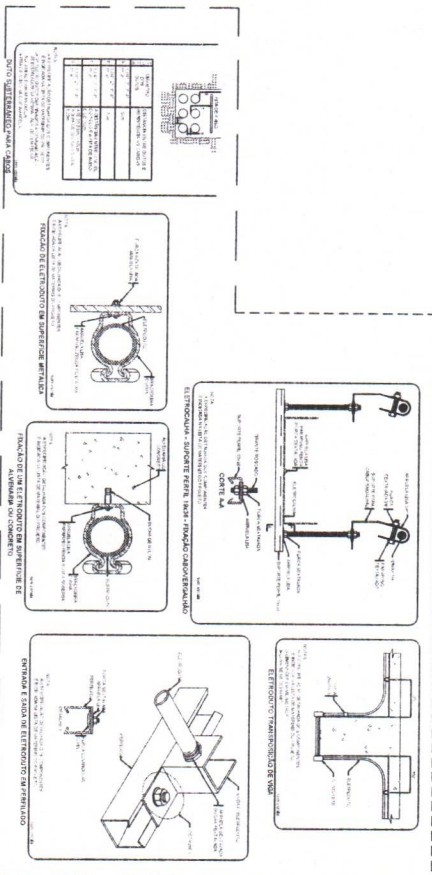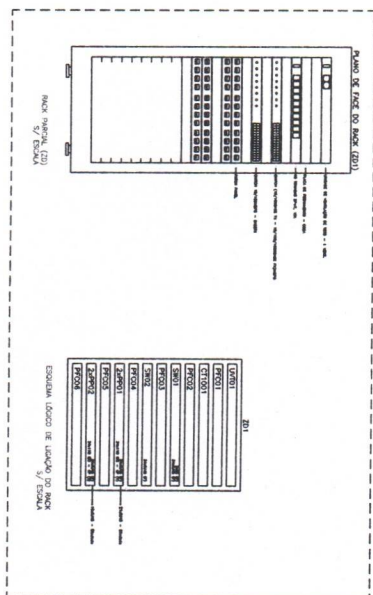[illegible][illegible]





Instalações de Sistema de Exaustão – 02 pranchas

Nome do arquivo	Título	Escala	Prancha
5T-EEX-PLD-SERC-01_R00	Planta Baixa e Detalhe – Bloco C (Serviço)	indicada	A1
5T-ECL-CRD-SERC-02_R00	Cortes, Fachada e Detalhe – Bloco C (Serviço)	indicada	1100x800

Instalações de Sistema de Climatização – 03 pranchas

Nome do arquivo	Título	Escala	Prancha
5T-ECL-PLD-GER0-01_R00	Planta Baixa Térreo	indicada	A0
5T-ECL-PLD-GER0-02_R00	Planta Baixa Cobertura	indicada	A0
5T-ECL-DET-MLTF-03_R00	Detalhe Plataforma Técnica – Bloco F (Multiuso)	indicada	A1

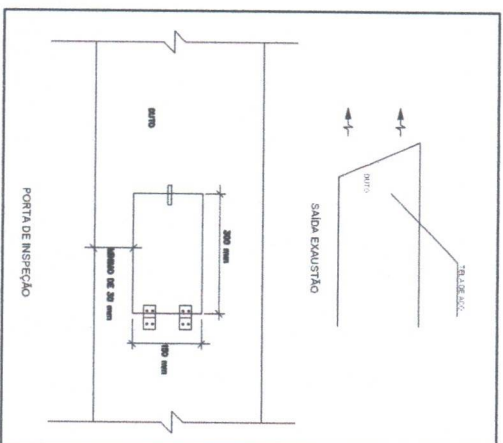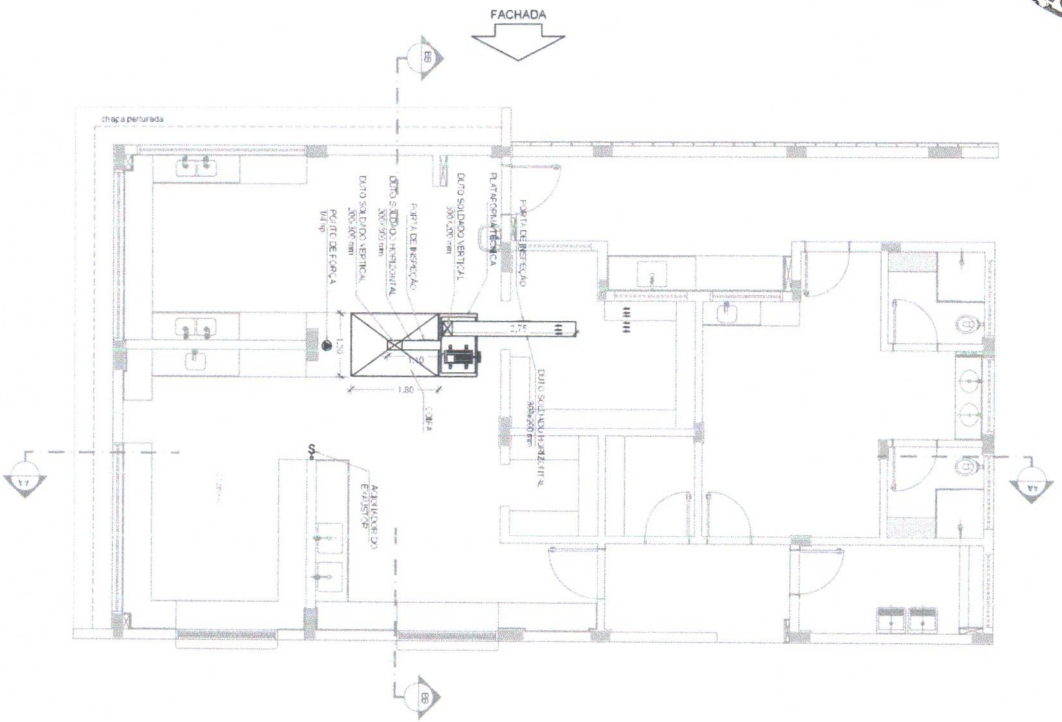

COT-1 (COT-1A2, A2A)		
Form	MA-BEVEL	QUANTITATIVE
101	COT-1A2, 101 (101) mm	0.16 mm
102	COT-1A2, 102 (102) mm	0.16 mm
103	COT-1A2, 103 (103) mm	0.16 mm
182	COT-1A2, 182 (182) mm	0.16 mm

NOTAS GERÁIS

1. C. F. BARNETT and J. W. BENTON: *Advances in the Chemistry of Organic Compounds*, Vol. 1, Interscience, New York, 1963, p. 1.
2. J. W. BENTON and C. F. BARNETT: *Advances in the Chemistry of Organic Compounds*, Vol. 1, Interscience, New York, 1963, p. 1.
3. J. W. BENTON and C. F. BARNETT: *Advances in the Chemistry of Organic Compounds*, Vol. 1, Interscience, New York, 1963, p. 1.
4. J. W. BENTON and C. F. BARNETT: *Advances in the Chemistry of Organic Compounds*, Vol. 1, Interscience, New York, 1963, p. 1.
5. J. W. BENTON and C. F. BARNETT: *Advances in the Chemistry of Organic Compounds*, Vol. 1, Interscience, New York, 1963, p. 1.
6. J. W. BENTON and C. F. BARNETT: *Advances in the Chemistry of Organic Compounds*, Vol. 1, Interscience, New York, 1963, p. 1.
7. J. W. BENTON and C. F. BARNETT: *Advances in the Chemistry of Organic Compounds*, Vol. 1, Interscience, New York, 1963, p. 1.
8. J. W. BENTON and C. F. BARNETT: *Advances in the Chemistry of Organic Compounds*, Vol. 1, Interscience, New York, 1963, p. 1.
9. J. W. BENTON and C. F. BARNETT: *Advances in the Chemistry of Organic Compounds*, Vol. 1, Interscience, New York, 1963, p. 1.
10. J. W. BENTON and C. F. BARNETT: *Advances in the Chemistry of Organic Compounds*, Vol. 1, Interscience, New York, 1963, p. 1.

NOTAS E EXAUSTÃO

1. *Cópias do relatório de investigação devem ser enviadas ao Ministério Público, com indicação prévia do conteúdo, para conhecimento.*
2. *Cópia deverá ser enviada de imediato à direção-geral de investigação, para conhecimento e, em seguida, ao órgão de polícia criminal, para conhecimento e, em seguida, ao órgão de polícia judiciária, para conhecimento.*

[illegible]

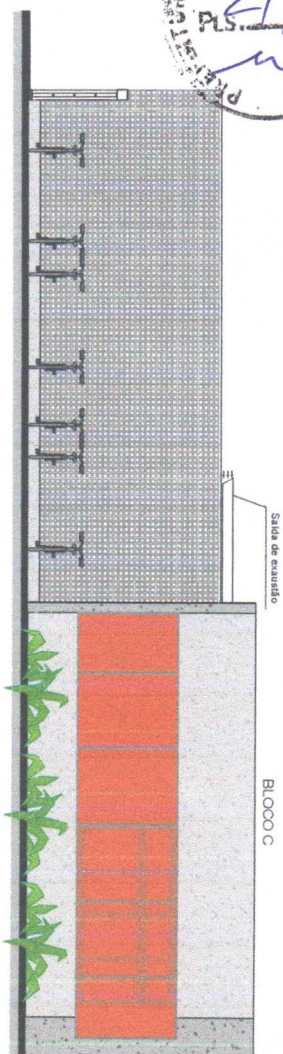
[illegible]

Diagrama de uma sala de inspeção com uma porta de inspeção. A sala tem uma largura de 2000 mm e uma profundidade de 3000 mm. A porta de inspeção é localizada na parede de 2000 mm e tem uma largura de 300 mm. A distância entre a porta e a parede oposta é de 300 mm. A sala é rotulada como "SALA DE INSPEÇÃO" e "SAÍDA EXAUSTÃO".

4 DETALHE

	DE (1976-1978)	MA (1974)	CO (1976-1978)
Field			
(1)	27.2° N, 103° 45' E, 200 m	20.6° N, 102° 45' E	6.6° N, 102° 45' E
(2)	27.1° N, 104° 30' E, 150 m	20.6° N, 102° 45' E	6.6° N, 102° 45' E
(3)	27.1° N, 104° 30' E, 200 m	20.6° N, 102° 45' E	6.6° N, 102° 45' E
(4)	27.1° N, 104° 30' E, 250 m	20.6° N, 102° 45' E	6.6° N, 102° 45' E
Site	27.1° N, 104° 30' E, 250 m	20.6° N, 102° 45' E	6.6° N, 102° 45' E
Depth	250 m	100 m	27 m

NOTAS GERAIS

1. HARRISON, P. J. 1987. p. 149-167. In: P. J. Harrison (ed.), *Marine Bivalve Culture*. FAO Species Catalogue, Vol. 10, Rome.
2. HARRISON, P. J. 1989. *Marine Bivalve Culture*. FAO Species Catalogue, Vol. 10, Rome.
3. HARRISON, P. J. 1990. *Marine Bivalve Culture*. FAO Species Catalogue, Vol. 10, Rome.
4. HARRISON, P. J. 1991. *Marine Bivalve Culture*. FAO Species Catalogue, Vol. 10, Rome.
5. HARRISON, P. J. 1992. *Marine Bivalve Culture*. FAO Species Catalogue, Vol. 10, Rome.

NOTAS E EXATAS

[illegible]

ESPÉCIFICAÇÕES E AUSTON, CENTIMIL VOO



CROQUI DE REFERÊNCIA

FNDE
Fundo Nacional
de Desenvolvimento
da Educação

MINISTÉRIO DA
EDUCAÇÃO

PROJETO PADRÃO - FENDE

PROJECT/NO:

Discussion

MILANO - U

Author's address:

10

NEW, THOMSON

AUTOR DO PROJETO

and

CONSTITUTION

ES

Chest • Cordis

Environ Monit Assess (2008) 142:111–124

10

DOI: 10.1002/for

.....

CORTESE FACHADA E DETALHE BR 003 0 - SERRA LVO		EEY
ENCAD.	ENCADADA	02/02
DATA DE EMISSÃO	16/02/2023	

[illegible]

1 PLANTA DE COBERTURA - CLIMATIZAÇÃO
ESCALA 1/125

1. ¿CÓMO VA SU ESTADO DE ANIMO EN ESTOS MOMENTOS DE CONFINAMIENTO?
2. ¿CÓMO SE SIENTE EN ESTOS MOMENTOS? ¿EN QUÉ? ¿POR QUÉ?
3. ¿CÓMO SE SIENTE EN SU ENTORNO? ¿EN QUÉ? ¿POR QUÉ?
4. ¿CÓMO SE SIENTE EN SU FAMILIA? ¿EN QUÉ? ¿POR QUÉ?
5. ¿CÓMO SE SIENTE EN SU TRABAJO? ¿EN QUÉ? ¿POR QUÉ?
6. ¿CÓMO SE SIENTE EN SU VIDA? ¿EN QUÉ? ¿POR QUÉ?
7. ¿CÓMO SE SIENTE EN SU CIUDAD? ¿EN QUÉ? ¿POR QUÉ?
8. ¿CÓMO SE SIENTE EN SU PAÍS? ¿EN QUÉ? ¿POR QUÉ?
9. ¿CÓMO SE SIENTE EN SU MUNDO? ¿EN QUÉ? ¿POR QUÉ?
10. ¿CÓMO SE SIENTE EN SU VIDA? ¿EN QUÉ? ¿POR QUÉ?



PRODUTOS GRÁFICOS - ESTRUTURAL – 139 PRANCHAS

Estrutura de Concreto – 126 pranchas

Nome do arquivo	Título	Escala	Prancha
9T-SCO-PLD-QDGA-01_R00	Planta de locação; Planta de cargas – Bloco A (quadra)	Indicada	A0
9T-SCO-PLD-QDGA-02_R00	Detalhe estaca 40cm; Forma de fundação – Bloco A (quadra)	Indicada	800x700
9T-SCF-PLD-QDGA-03_R00	Forma do térreo e forma da cobertura – Bloco A (quadra)	1:50	A0
9T-SCO-CRT-QDGA-04_R00	Corte A-A; Corte B-B e Corte C-C – Bloco A (quadra)	1:50	700x500
9T-SCA-DET-QDGA-05_R00	Planta de armações fundações e térreo – Bloco A (quadra)	Indicada	A0
9T-SCA-DET-QDGA-06_R00	Planta de armações cobertura– Bloco A (quadra)	Indicada	700x500
9T-SCO-PLD-ADMB-07_R00	Planta de locação. Legenda dos blocos – Bloco B (administração)	Indicada	A0
9T-SCO-PLD-ADMB-08_R00	Planta de cargas; Detalhe estaca 40 cm – Bloco B (administração)	Indicada	A0
9T-SCF-PLD-ADMB-09_R00	Forma de fundação – Bloco B (administração)	1:50	A1
9T-SCF-PLD-ADMB-10_R00	Forma do térreo – Bloco B (administração)	1:50	A1
9T-SCF-PLD-ADMB-11_R00	Forma de cobertura – Bloco B (administração)	1:50	A1
9T-SCO-CRT-ADMB-12_R00	Cortes A-A, B-B, C-C e D-D – Bloco B (administração)	1:50	A1
9T-SFN-DET-ADMB-13_R00	Armações de Fundações – Bloco B (administração)	Indicada	1050x594
9T-SFN-DET-ADMB-14_R00	Armações de Fundações – Bloco B (administração)	Indicada	1050x594
9T-SCA-DET-ADMB-15_R00	Armações do térreo – Bloco B (administração)	Indicada	1050x594
9T-SCA-DET-ADMB-16_R00	Armações do térreo – Bloco B (administração)	Indicada	1050x594
9T-SCA-DET-ADMB-17_R00	Armações do térreo – Bloco B (administração)	Indicada	A1
9T-SCA-DET-ADMB-18_R00	Armações da cobertura – Bloco B (administração)	Indicada	1050x594
9T-SCO-PLD-SERC-19_R00	Planta de locação; Legenda de blocos – Bloco C (serviço)	Indicada	1050x594
9T-SCO-PLD-SERC-20_R00	Planta de cargas; Detalhe estaca 40cm – Bloco C (serviço)	Indicada	1050x594
9T-SCF-PLD-SERC-21_R00	Forma fundação e térreo geral – Bloco C (serviço)	1:50	1050x594
9T-SCF-PLD-SERC-22_R00	Forma térreo cozinha e cobertura geral– Bloco C (serviço)	1:50	1050x594
9T-SCO-PLD-SERC-23_R00	Forma cobertura cozinha; Corte A-A e Corte B-B – Bloco C (serviço)	1:50	A1
9T-SFN-DET-SERC-24_R00	Armações fundações– Bloco C (serviço)	Indicada	1050x594
9T-SFN-DET-SERC-25_R00	Armações fundações– Bloco C (serviço)	Indicada	1050x594



Nome do arquivo	Título	Escala	Prancha
9T-SCA-DET-SERC-26_R00	Armações Térreo geral – Bloco C (serviço)	Indicada	1050x594
9T-SCA-DET-SERC-27_R00	Armações Térreo geral – Bloco C (serviço)	Indicada	A1
9T-SCA-DET-SERC-28_R00	Armações Térreo cozinha – Bloco C (serviço)	Indicada	1050x594
9T-SCA-DET-SERC-29_R00	Armações Térreo cozinha – Bloco C (serviço)	Indicada	1050x594
9T-SCA-DET-SERC-30_R00	Armações cobertura geral – Bloco C (serviço)	Indicada	1050x594
9T-SCA-DET-SERC-31_R00	Armações cobertura geral; Armações cobertura cozinha – Bloco C (serviço)	Indicada	1050x594
9T-SCO-PLD-HIGD-32_R00	Planta de locação e cargas; Legenda dos blocos – Bloco D (higiene)	Indicada	1050x594
9T-SCO-PLD-HIGD-33_R00	Planta de forma térreo e fundação; Detalhe estaca 40 cm – Bloco D (higiene)	Indicada	A1
9T-SCO-PLD-HIGD-34_R00	Cortes A-A, B-B; Armações fundações – Bloco D (higiene)	Indicada	1050x594
9T-SCA-DET-HIGD-35_R00	Armações térreo – Bloco D (higiene)	Indicada	A1
9T-SCO-PLD-BLTE-36_R00	Planta de locação e cargas; Legenda dos blocos – Bloco E (biblioteca)	Indicada	1050x594
9T-SCO-PLD-BLTE-37_R00	Detalhe estaca 40 cm; Forma de fundação– Bloco E (biblioteca)	Indicada	A1
9T-SCO-PLD-BLTE-38_R00	Forma do térreo e cobertura; Corte A-A e Corte B-B – Bloco E (biblioteca)	1:50	1050x594
9T-SCA-DET-BLTE-39_R00	Armações de fundações – Bloco E (biblioteca)	Indicada	1050x594
9T-SCA-DET-BLTE-40_R00	Armações do térreo – Bloco E (biblioteca)	Indicada	1050x594
9T-SCA-DET-BLTE-41_R00	Armações da cobertura – Bloco E (biblioteca)	Indicada	A1
9T-SCO-PLD-MLTF-42_R00	Planta de locação; Legenda dos blocos – Bloco F (multiuso)	Indicada	A1
9T-SCC-PLD-MLTF-43_R00	Planta de cargas – Bloco F (multiuso)	1:50	1050x594
9T-SCF-PLD-MLTF-44_R00	Planta de forma fundação e térreo – Bloco F (multiuso)	1:50	1050x594
9T-SCO-PLD-MLTF-45_R00	Planta de forma cobertura; Corte A-A e Corte B-B – Bloco F (multiuso)	1:50	A1
9T-SFN-DET-MLTF-46_R00	Armações fundações – Bloco F (multiuso)	Indicada	1050x594
9T-SFN-DET-MLTF-47_R00	Armações de fundações – Bloco F (multiuso)	Indicada	1050x594
9T-SFN-DET-MLTF-48_R00	Armações de fundações – Bloco F (multiuso)	Indicada	A1
9T-SCA-DET-MLTF-49_R00	Armações do térreo – Bloco F (multiuso)	Indicada	1050x594
9T-SCA-DET-MLTF-50_R00	Armações do térreo – Bloco F (multiuso)	Indicada	1050x594
9T-SCA-DET-MLTF-51_R00	Armações da cobertura – Bloco F (multiuso)	Indicada	1050x594



Nome do arquivo	Título	Escala	Prancha
9T-SCO-PLD-PDGG-52_R00	Planta de locação; Legenda dos blocos – Bloco G (pedagógico 1)	Indicada	A1
9T-SCC-PLD-PDGG-53_R00	Planta de cargas – Bloco G1 (pedagógico 1)	1:50	A1
9T-SCO-PLD-PDGG-54_R00	Detalhe estaca 40 cm; Forma de fundação– Bloco G1 (pedagógico 1)	Indicada	A1
9T-SCF-PLD-PDGG-55_R00	Forma do térreo e cobertura – Bloco G (pedagógico 1)	1:50	A1
9T-SCO-CRT-PDGG-56_R00	Corte A-A e Corte B-B – Bloco G1 (pedagógico 1)	1:50	694x420
9T-SFN-DET-PDGG-57_R00	Armações de fundações– Bloco G1 (pedagógico 1)	Indicada	1050x594
9T-SFN-DET-PDGG-58_R00	Armações de fundações – Bloco G1 (pedagógico 1)	Indicada	1050x594
9T-SFN-DET-PDGG-59_R00	Armações de fundações – Bloco G1 (pedagógico 1)	Indicada	A1
9T-SCA-DET-PDGG-60_R00	Armações do térreo – Bloco G1 (pedagógico 1)	Indicada	1050x594
9T-SCA-DET-PDGG-61_R00	Armações do térreo – Bloco G1 (pedagógico 1)	Indicada	1050x594
9T-SCA-DET-PDGG-62_R00	Armações do térreo – Bloco G1 (pedagógico 1)	Indicada	A1
9T-SCA-DET-PDGG-63_R00	Armações da cobertura – Bloco G1 (pedagógico 1)	Indicada	1050x594
9T-SCO-PLD-PDGH-64_R00	Planta de locação; Legenda dos blocos – Bloco H (pedagógico 2)	Indicada	A0
9T-SCC-PLD-PDGH-65_R00	Planta de cargas – Bloco H (pedagógico 2)	1:50	1050x594
9T-SCO-PLD-PDGH-66_R00	Planta de forma fundação; Detalhe estaca 40 cm – Bloco H (pedagógico 2)	Indicada	1050x594
9T-SCF-PLD-PDGH-67_R00	Planta de forma térreo e cobertura – Bloco H (pedagógico 2)	1:50	A0
9T-SCO-CRT-PDGH-68_R00	Corte A-A e Corte B-B – Bloco H (pedagógico 2)	1:50	841x500
9T-SFN-DET-PDGH-69_R00	Armações fundações – Bloco H (pedagógico 2)	Indicada	A1
9T-SFN-DET-PDGH-70_R00	Armações fundações – Bloco H (pedagógico 2)	Indicada	A1
9T-SFN-DET-PDGH-71_R00	Armações fundações – Bloco H (pedagógico 2)	Indicada	1050x594
9T-SFN-DET-PDGH-72_R00	Armações fundações – Bloco H (pedagógico 2)	Indicada	A0
9T-SFN-DET-PDGH-73_R00	Armações fundações – Bloco H (pedagógico 2)	Indicada	A0
9T-SCA-DET-PDGH-74_R00	Armações do térreo – Bloco H (pedagógico 2)	Indicada	1050x594
9T-SCA-DET-PDGH-75_R00	Armações do térreo – Bloco H (pedagógico 2)	Indicada	1050x594
9T-SCA-DET-PDGH-76_R00	Armações do térreo – Bloco H (pedagógico 2)	Indicada	1189x594
9T-SCA-DET-PDGH-77_R00	Armações do térreo – Bloco H (pedagógico 2)	Indicada	1189x594



Nome do arquivo	Título	Escala	Prancha
9T-SCA-DET-PDGH-78_R00	Armações do térreo – Bloco H (pedagógico 2)	Indicada	A1
9T-SCA-DET-PDGH-79_R00	Armações de cobertura – Bloco H (pedagógico 2)	Indicada	1050x594
9T-SCA-DET-PDGH-80_R00	Armações de cobertura – Bloco H (pedagógico 2)	Indicada	1189x594
9T-SCO-PLD-PDGG-81_R00	Planta de locação; Legenda dos blocos – Bloco G2 (pedagógico 3)	Indicada	A1
9T-SCC-PLD-PDGG-82_R00	Planta de cargas – Bloco G2 (pedagógico 3)	1:50	A1
9T-SCO-PLD-PDGG-83_R00	Detalhe estaca 40cm; Planta de forma fundação– Bloco G2 (pedagógico 3)	Indicada	A1
9T-SCF-PLD-PDGG-84_R00	Planta de forma do térreo e cobertura – Bloco G2 (pedagógico 3)	1:50	A1
9T-SCO-CRT-PDGG-85_R00	Corte A-A e Corte B-B – Bloco G2 (pedagógico 3)	1:50	694x420
9T-SFN-DET-PDGG-86_R00	Armações de fundações – Bloco G2 (pedagógico 3)	Indicada	1050x594
9T-SFN-DET-PDGG-87_R00	Armações de fundações – Bloco G2 (pedagógico 3)	Indicada	1050x594
9T-SFN-DET-PDGG-88_R00	Armações de fundações – Bloco G2 (pedagógico 3)	Indicada	A1
9T-SCA-DET-PDGG-89_R00	Armações do térreo – Bloco G2 (pedagógico 3)	Indicada	1050X594
9T-SCA-DET-PDGG-90_R00	Armações do térreo – Bloco G2 (pedagógico 3)	Indicada	1050X594
9T-SCA-DET-PDGG-91_R00	Armações do térreo – Bloco G2 (pedagógico 3)	Indicada	694X420
9T-SCA-DET-PDGG-92_R00	Armações da cobertura – Bloco G2 (pedagógico 3)	Indicada	1050X594
9T-SCO-PLD-PDGI-93_R00	Planta de locação; Legenda dos blocos – Bloco I (pedagógico 4)	Indicada	1050X594
9T-SCC-PLD-PDGI-94_R00	Planta de cargas – Bloco I (pedagógico 4)	1:50	A1
9T-SCF-PLD-PDGI-95_R00	Planta de forma fundação e térreo – Bloco I (pedagógico 4)	1:50	1050x594
9T-SCO-PLD-PDGI-96_R00	Planta de forma cobertura; Corte A-A e B-B; Detalhe estaca 40 cm – Bloco I (pedagógico 4)	Indicada	1050x594
9T-SFN-DET-PDGI-97_R00	Armações de fundações – Bloco I (pedagógico 4)	Indicada	1050x594
9T-SFN-DET-PDGI-98_R00	Armações de fundações – Bloco I (pedagógico 4)	Indicada	1050x594
9T-SFN-DET-PDGI-99_R00	Armações de fundações – Bloco I (pedagógico 4)	Indicada	A1
9T-SCA-DET-PDGI-100_R00	Armações do térreo – Bloco I (pedagógico 4)	Indicada	1050x594
9T-SCA-DET-PDGI-101_R00	Armações do térreo – Bloco I (pedagógico 4)	Indicada	1050x594
9T-SCA-DET-PDGI-102_R00	Armações do térreo – Bloco I (pedagógico 4)	Indicada	1050x594



Nome do arquivo	Título	Escala	Prancha
9T-SCA-DET-PDGI-103_R00	Armações do térreo – Bloco I (pedagógico 4)	Indicada	1050x594
9T-SCO-PLD-GER0-104_R00	Planta de locação parte A; Legenda dos blocos – Muro	Indicada	1500x841
9T-SCO-PLD-GER0-105_R00	Planta de locação parte B; Legenda dos blocos – Muro	Indicada	1500x841
9T-SCO-PLD-GER0-106_R00	Planta de locação tabelas – Muro	Indicada	A1
9T-SCC-PLD-GER0-107_R00	Planta de cargas parte A; Detalhe estaca 40 cm – Muro	Indicada	1500x841
9T-SCC-PLD-GER0-108_R00	Planta de cargas parte B – Muro	1:50	1500x841
9T-SCC-PLD-GER0-109_R00	Planta de cargas tabelas – Muro	Indicada	A1
9T-SFN-PLD-GER0-110_R00	Planta de forma fundação - parte A – Muro	1:50	1500x841
9T-SFN-PLD-GER0-111_R00	Planta de forma fundação - parte B – Muro	1:50	1500x841
9T-SCF-PLD-GER0-112_R00	Planta de forma térreo - parte A – Muro	1:50	1500x841
9T-SCF-PLD-GER0-113_R00	Planta de forma térreo - parte B – Muro	1:50	1500x841
9T-SCO-CRT-GER0-114_R00	Cortes A-A, B-B, C-C, D-D, E-E – Muro	Indicada	A0
9T-SCO-CRT-GER0-115_R00	Cortes F-F, G-G, C-C, H-H – Muro	Indicada	A0
9T-SFN-DET-GER0-116_R00	Armações de fundações - Muro	Indicada	1050x594
9T-SFN-DET-GER0-117_R00	Armações de fundações - Muro	Indicada	1050x594
9T-SFN-DET-GER0-118_R00	Armações de fundações - Muro	Indicada	A1
9T-SFN-DET-GER0-119_R00	Armações de fundações - Muro	Indicada	700X500
9T-SCA-DET-GER0-120_R00	Armações do térreo - Muro	Indicada	1050x594
9T-SCA-DET-GER0-121_R00	Armações do térreo - Muro	Indicada	1050x594
9T-SCA-DET-GER0-122_R00	Armações do térreo - Muro	Indicada	1050x594
9T-SCO-PLD-GER0-123_R00	Planta de locação e cargas; Legenda blocos; Forma fundação e térreo; Detalhe estaca 40 cm; Corte A-A, B-B – Pátio do refeitório	Indicada	1050x594
9T-SCA-PLD-GER0-124_R00	Armações de fundações e térreo – Pátio refeitório	Indicada	A1
9T-SCO-PLD-GER0-125_R00	Planta de locação e forma; Planta de armações blocos, lajes e pilares – Reservatório	Indicada	A0
9T-SCO-PLD-GER0-126_R00	Detalhe padrão de estaca; Planta de armações de vigas – Reservatório	Indicada	1050x594



Estrutura Metálica – 13 pranchas

Nome do arquivo	Título	Escala	Prancha
9T-SMT-PCD-QDGA-01_R00	Planta Baixa e Detalhes – Bloco A (Quadra)	Indicada	1050x640
9T-SMT-PCD-QDGA-02_R00	Planta Baixa e Detalhes – Bloco A (Quadra)	Indicada	1050x640
9T-SMT-PCD-ADMB-03_R00	Planta Baixa e Detalhes – Bloco B (administração)	Indicada	1050x640
9T-SMT-PCD-SERC-04_R00	Planta Baixa e Detalhes – Bloco C (serviço)	Indicada	1050x640
9T-SMT-PCD-BLTE-05_R00	Planta Baixa e Detalhes – Bloco E (biblioteca)	Indicada	841x640
9T-SMT-PCD-MLTF-06_R00	Planta Baixa e Detalhes – Bloco F (multiuso)	Indicada	841x640
9T-SMT-PCD-PDGG-07_R00	Planta Baixa e Detalhes – Bloco G1 (pedagógico 1) e Bloco G2 (pedagógico 2)	Indicada	1050x640
9T-SMT-PCD-PDGH-08_R00	Planta Baixa e Detalhes – Bloco H (pedagógico 3)	Indicada	1050x640
9T-SMT-PCD-PDGI-09_R00	Planta Baixa e Detalhes – Bloco I (pedagógico 4)	Indicada	1050x640
9T-SMT-PCD-GER0-10_R00	Planta Baixa e Detalhes – Pátio Central	Indicada	A0
9T-SMT-PCD-GER0-11_R00	Planta Baixa e Detalhes – Pátio Refeitório	Indicada	A0
9T-SMT-PCD-GER0-12_R00	Planta de locação	1:100	A0
9T-SMT-PCD-GER0-13_R00	Detalhe da estaca; detalhamento dos blocos; detalhe viga V108	Indicada	A0